


PLANOS TOPOGRAFICOS


MARXTHA ROCIO SALINAS CARRANZA
INGENIERA CIVIL
Reg. CIP N° 69718



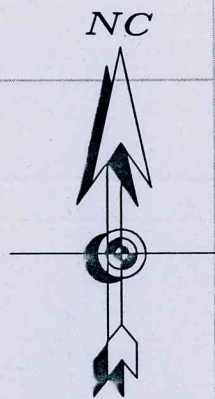

PLANO DE UBICACION



LEYENDA	
	POSTE DE ALUMBRADO PUBLICO
	POSTE DE TELEFONO
	SEÑALIZACION DE CALLES
	RAMPA EN VEREDA
	CABINA TELEFONICA
	LETRERO
	MEDIDOR DE AGUA
	BUZON DE DESAGUE
	BUZON DE TELEFONO
	VALVULA
	FAROL
	GRIFO CONTRA INCENDIO
	BANCAS
	TACHO DE BASURA
	CALICATA
	ARBOL
	ARBOL CHICO
	ARBUSTO
	AREA JARDIN TRABAJADA
	PISO ADOQUIN
	CURVA DE NIVEL





PROYECTO: MEJORAMIENTO DEL PARQUE FERNANDO LOPEZ de C.			
PROPIETARIO: MUNICIPALIDAD DE MIRAFLORES Gerencia de Obras y Servicios Públicos-Subgerencia de Obras Públicas			
DISTRITO: MIRAFLORES	PROVINCIA: LIMA	REGION: LIMA METROPOLITANA	SISTEMA: WGS 84
TOPOGRAFIA: C. M. M.	CONSULTOR: ING. SIXTO CERON CUCCHI	ESCALA: 1:500	

000087




PLANO DE UBICACION

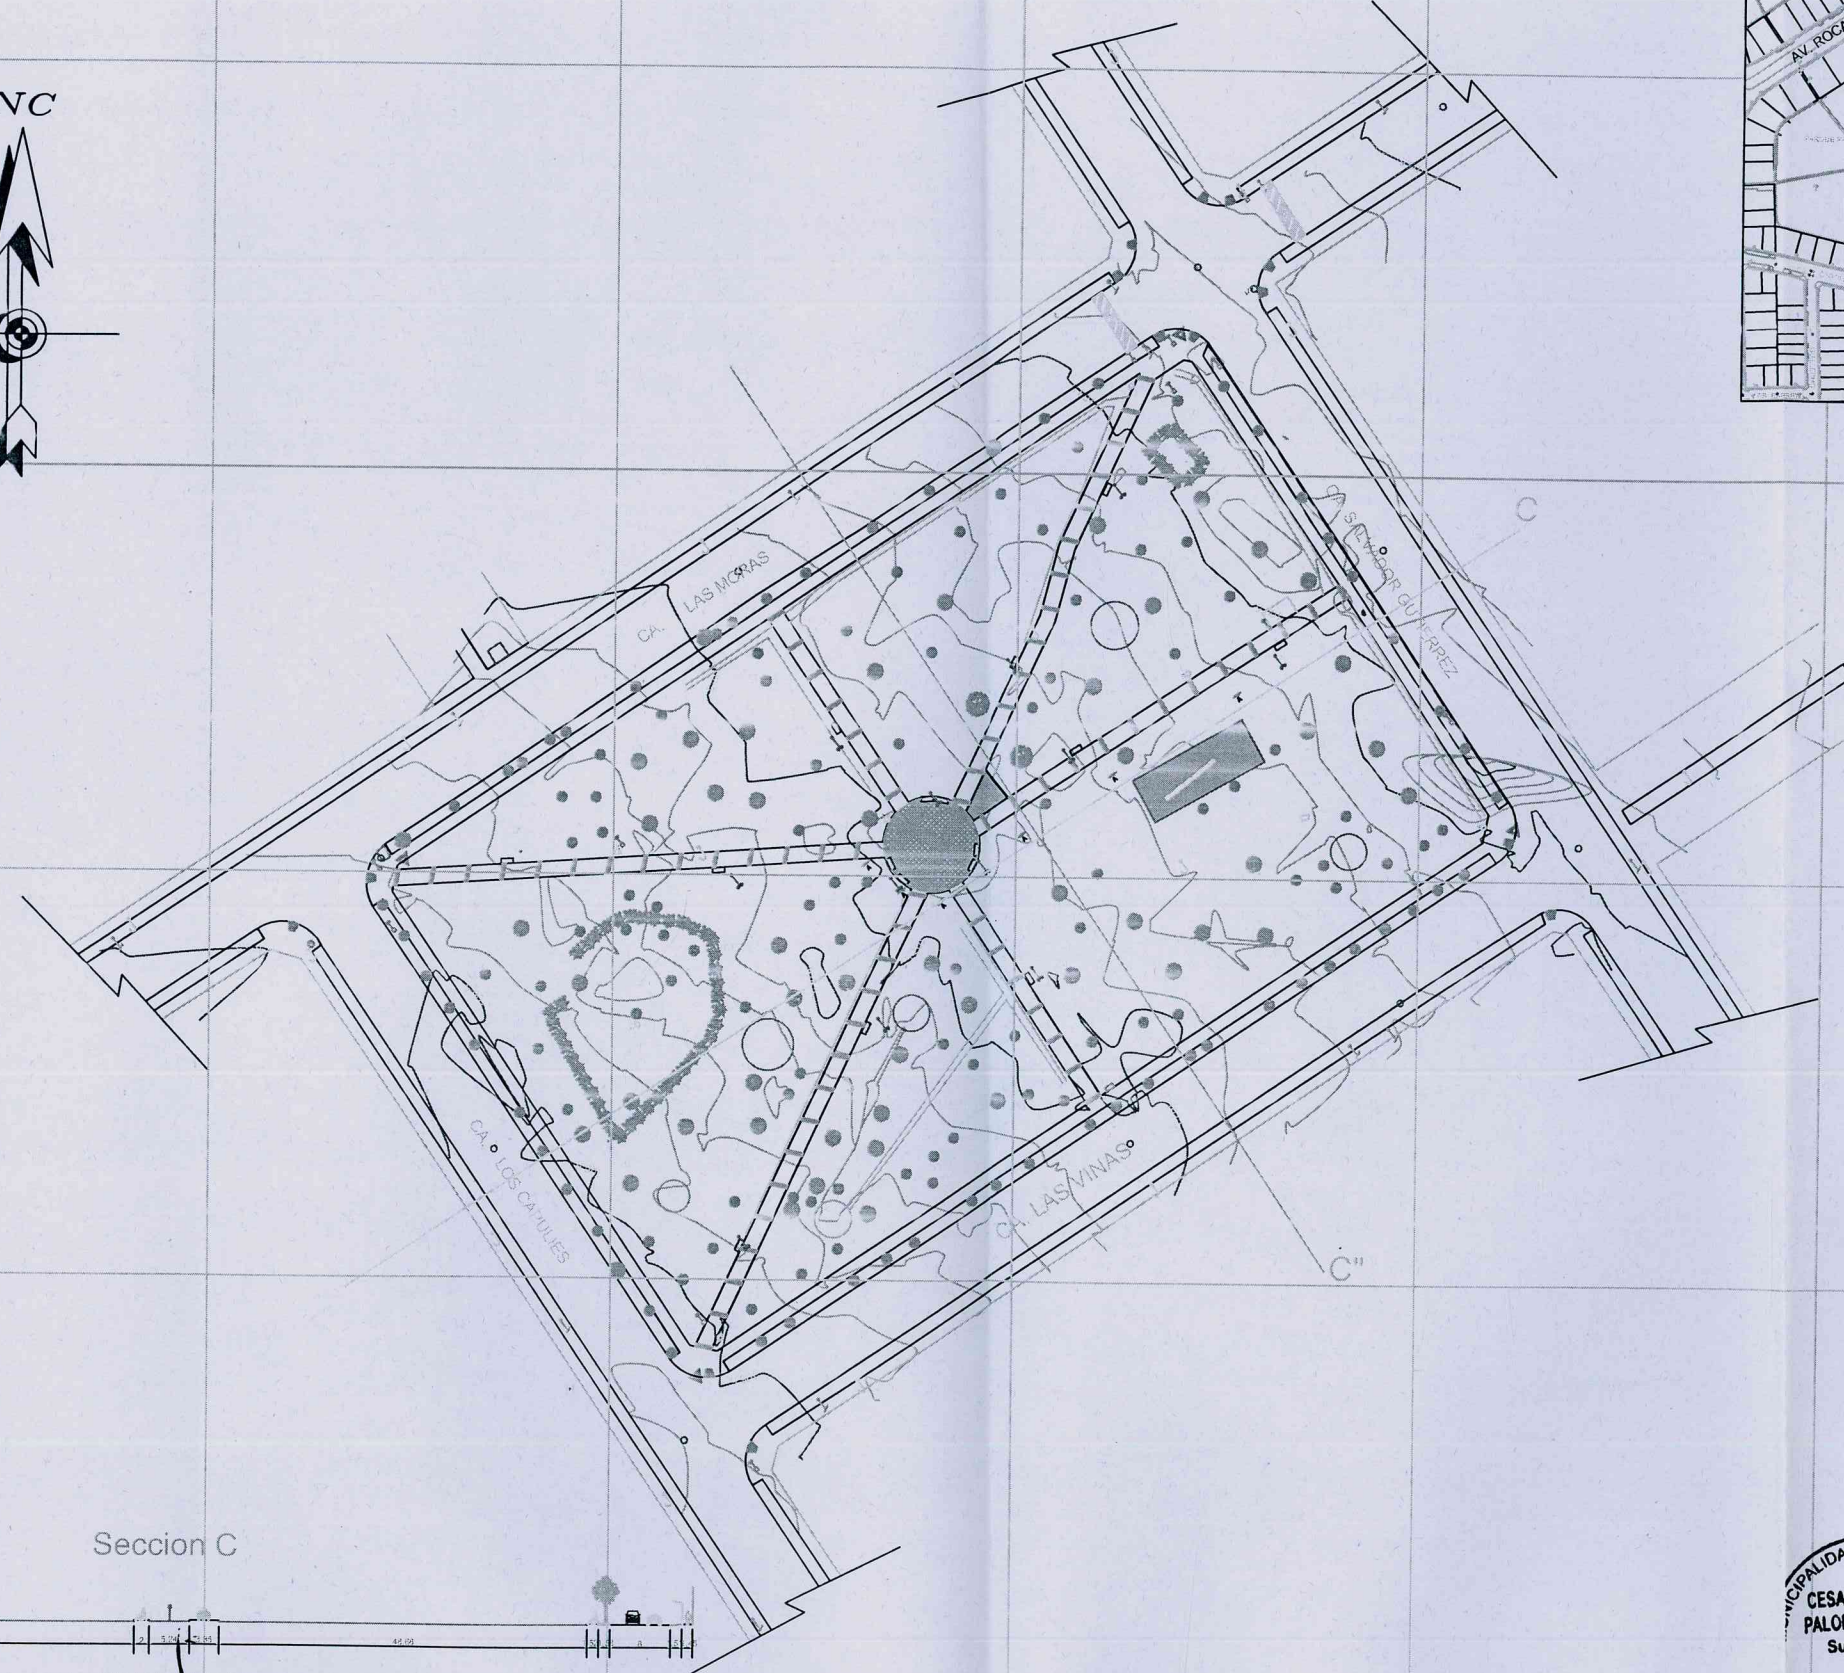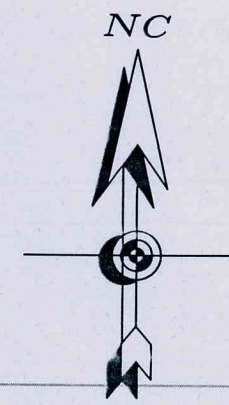


LEYENDA	
	POSTE DE ALUMBRADO PUBLICO
	POSTE DE TELEFONO
	SEÑALIZACION DE CALLES
	RAMPA EN VEREDA
	CABINA TELEFONICA
	LETRERO
	MEDIDOR DE AGUA
	BUZON DE DESAGUE
	BUZON DE TELEFONO
	VALVULA
	FAROL
	GRIFO CONTRA INCENDIO
	BANCAS
	TACHO DE BASURA
	CALICATA
	ARBOL
	ARBOL CHICO
	ARBUSTO
	AREA JARDIN TRABAJADA
	PISO ADOQUIN
	CURVA DE NIVEL



 Seccion C



Seccion C"

 

PROYECTO: MEJORAMIENTO DEL PARQUE FRANCISCO GARCIA CALDERON			
PROPIETARIO: MUNICIPALIDAD DE MIRAFLORES			
Gerencia de Obras y Servicios Públicos-Subgerencia de Obras Públicas			
DISTRITO: MIRAFLORES	PROVINCIA: LIMA	REGION: LIMA METROPOLITANA	SISTEMA: WGS 84
TOPOGRAFIA: C. M. M.	CONSULTOR: ING. SIXTO CERON CUICHI	ESCALA: 1/500	

8659600



8659550

8659500


8659450

8659400



NC

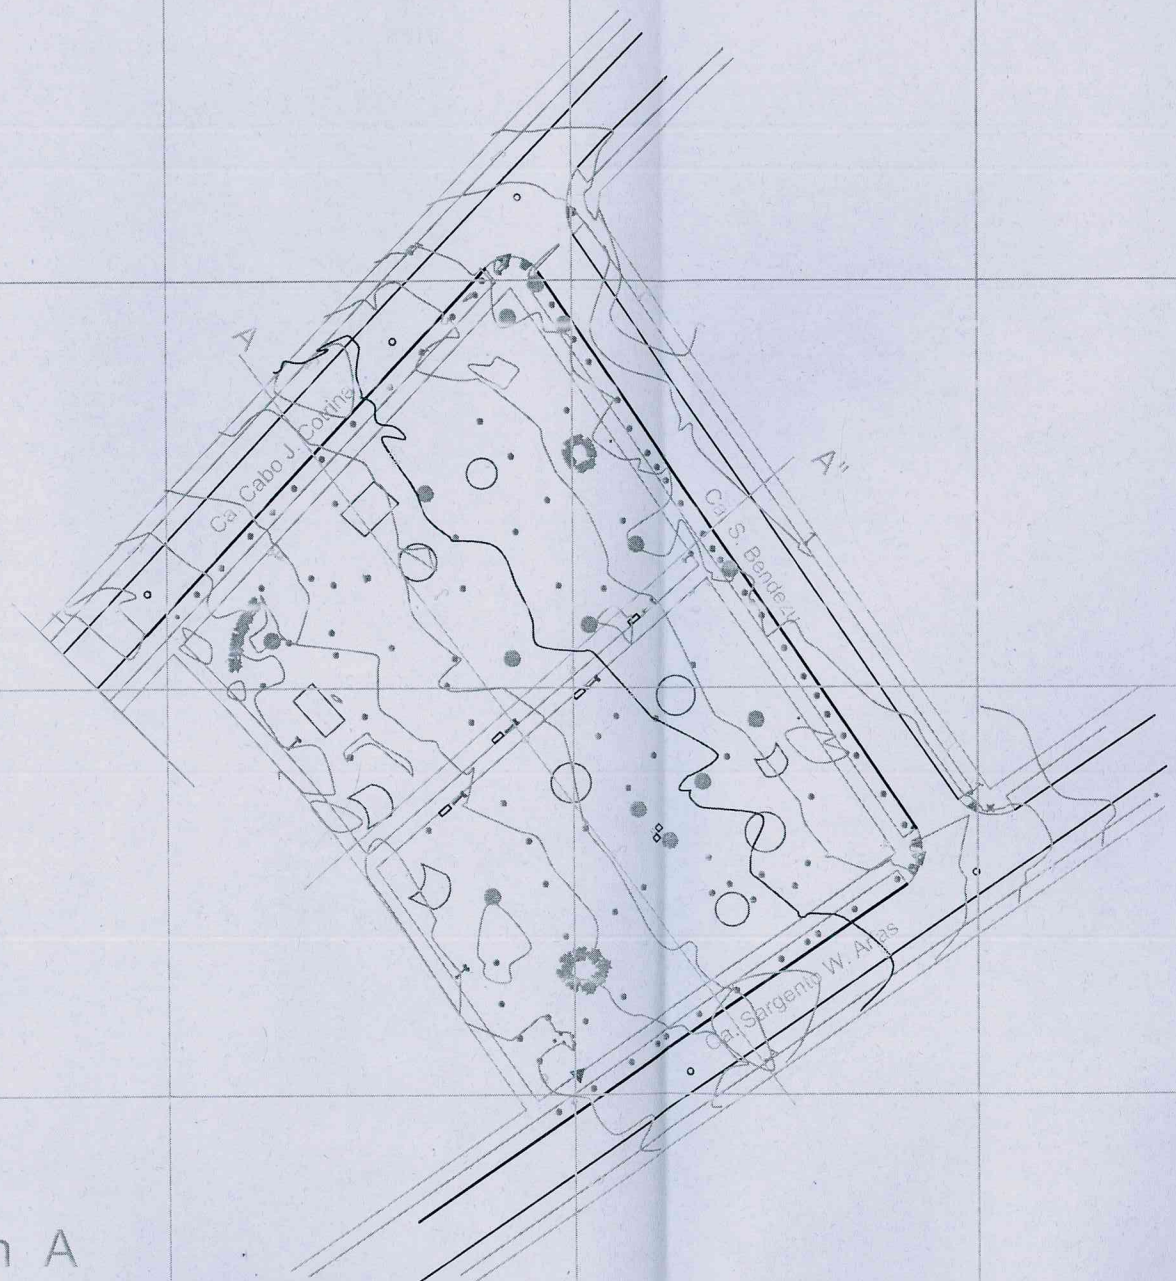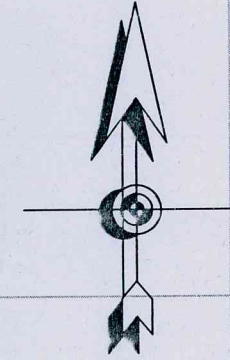

Seccion A

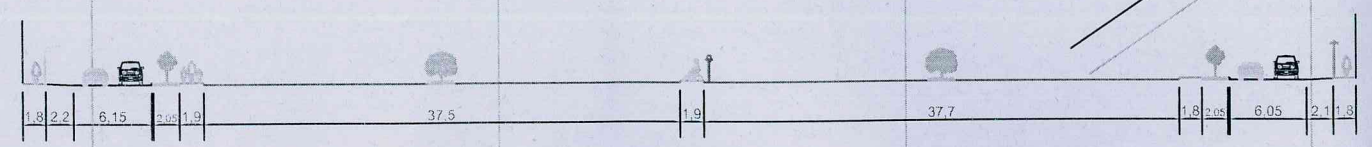

Seccion A''

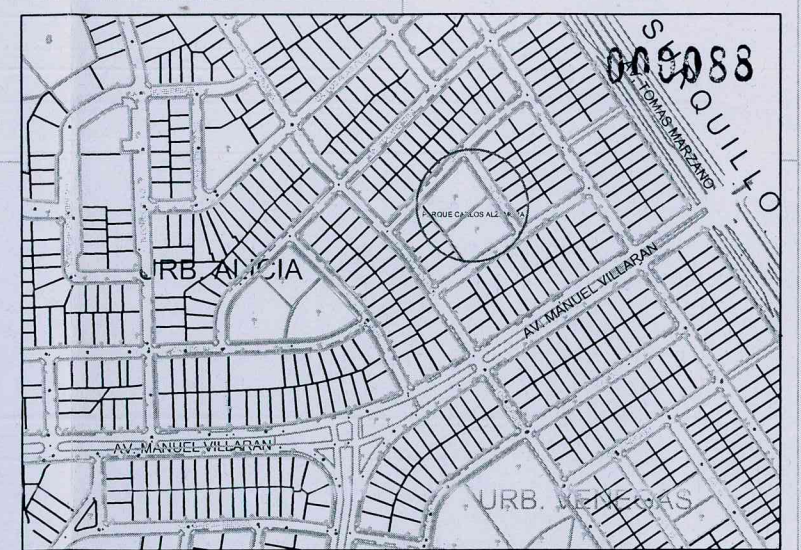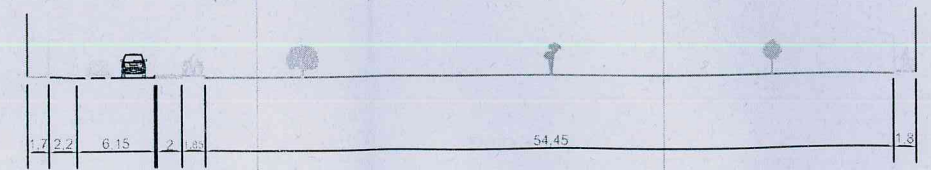

PLANO DE UBICACION

LEYENDA

	POSTE DE ALUMBRADO PUBLICO
	POSTE DE TELEFONO
	SEÑALIZACION DE CALLES
	RAMPA EN VEREDA
	CABINA TELEFONICA
	LETRERO
	MEDIDOR DE AGUA
	BUZON DE DESAGUE
	BUZON DE TELEFONO
	VALVULA
	FAROL
	GRIFO CONTRA INCENDIO
	BANCAS
	TACHO DE BASURA
	CALICATA
	ARBOL
	ARBOL CHICO
	ARBUSTO
	AREA JARDIN TRABAJADA
	PISO ADOQUIN
	CURVA DE NIVEL




PROYECTO: MEJORAMIENTO DEL PARQUE CARLOS ALZAMORA E.			
PROPIETARIO: MUNICIPALIDAD DE MIRAFLORES Gerencia de Obras y Servicios Públicos-Subgerencia de Obras Públicas			
DISTRITO: MIRAFLORES	PROVINCIA: LIMA	REGION: LIMA METROPOLITANA	SISTEMA: WGS 84
TOPOGRAFIA: C. M. M.	CONSULTOR: ING. SIXTO CERON CUCHU	ESCALA: 1/500	

ARQUITECTURA


MARXTHA ROCIO SALINAS CARRANZA
INGENIERA CIVIL
Reg. CIP N° 69718





UBICACIÓN
Esc: INDICADA

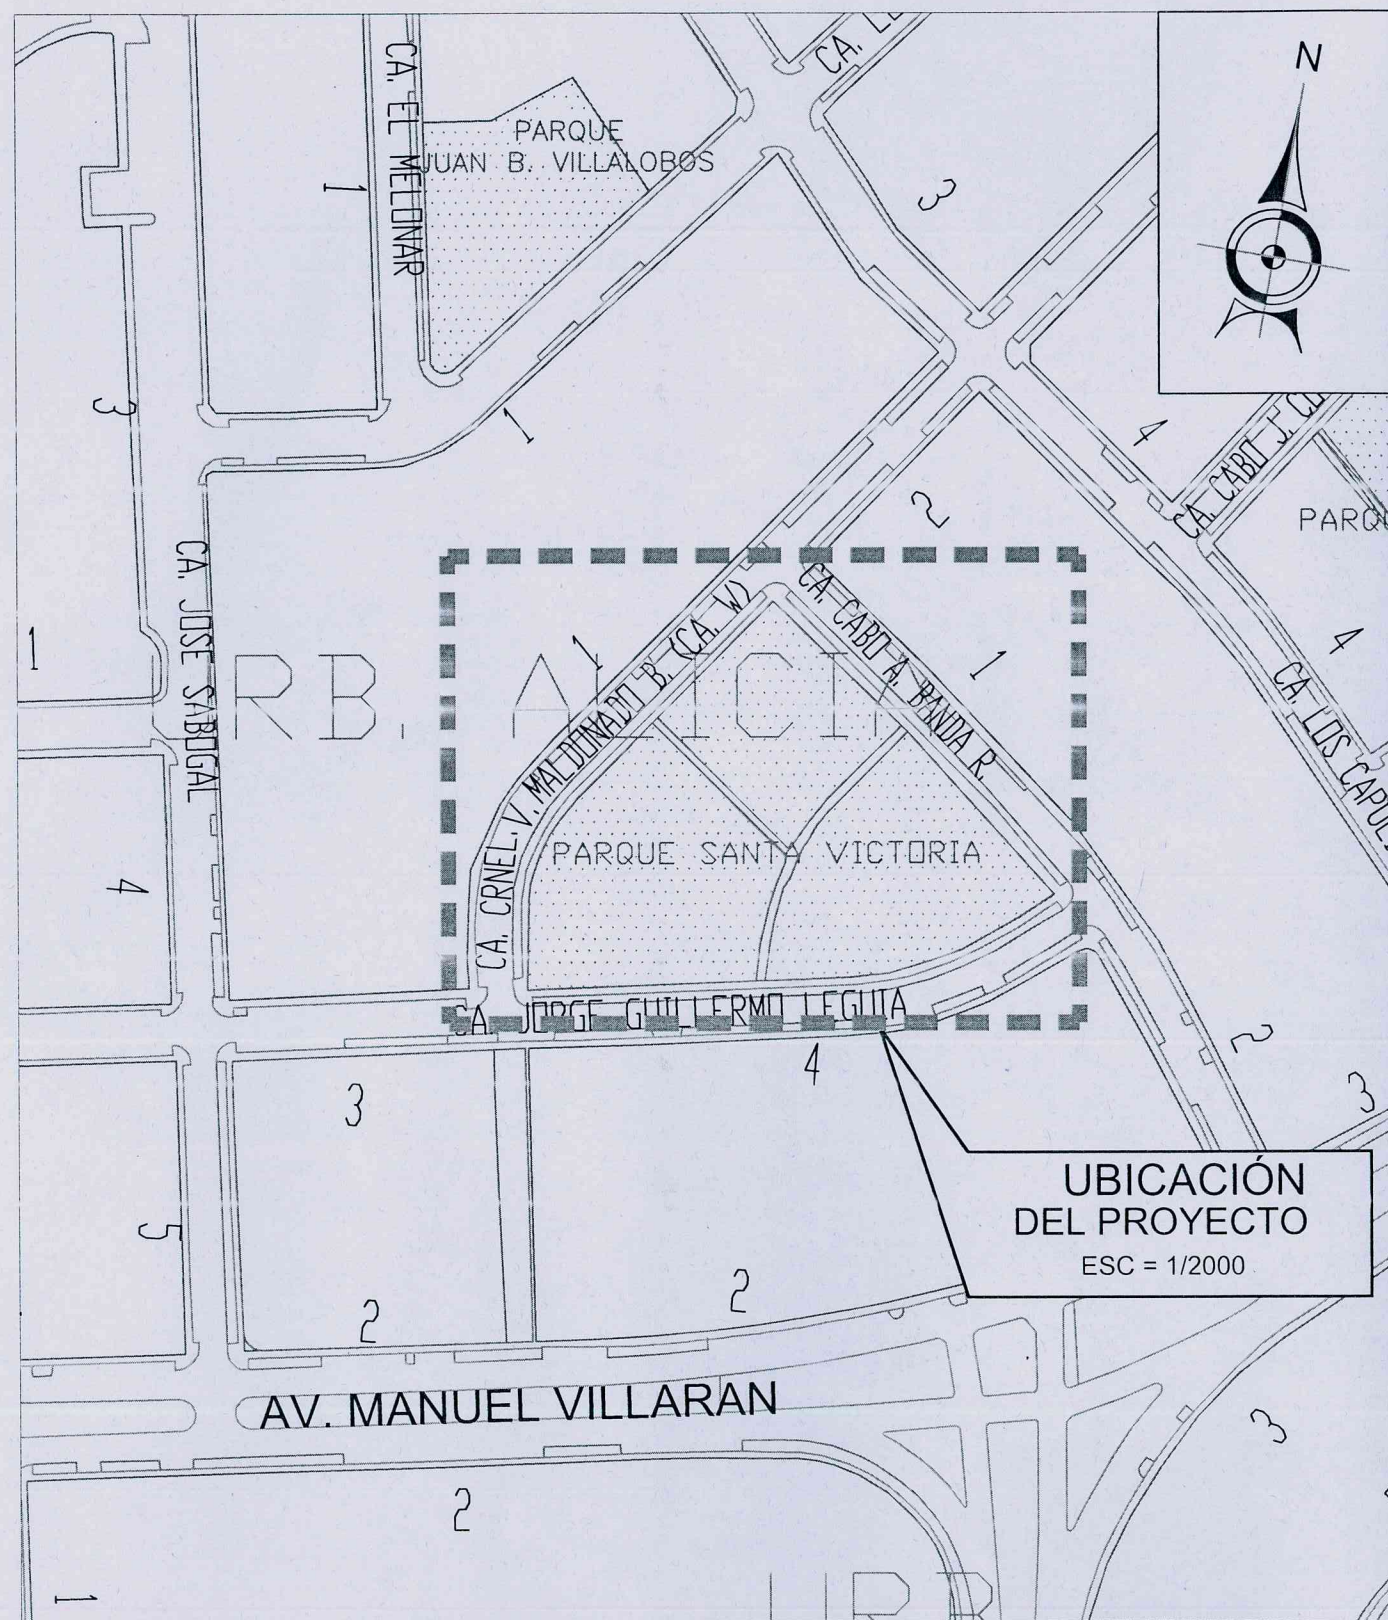

**UBICACIÓN
DEL PROYECTO**
ESC = 1/2000

PROYECTO:
EL ÁREA DE INTERVENCIÓN SE ENCUENTRA UBICADA EN EL PARQUE FERNANDO LÓPEZ DE CASTILLA
QUE SE ENCUENTRA DELIMITADA ENTRE:
CALLE JORGE GUILLERMO LEGUIA
CALLE CABO A BANDA R.
CALLE MALDONADO BAGAZO

**REPÚBLICA DEL PERÚ
MAPA DEPARTAMENTAL**
S.E.

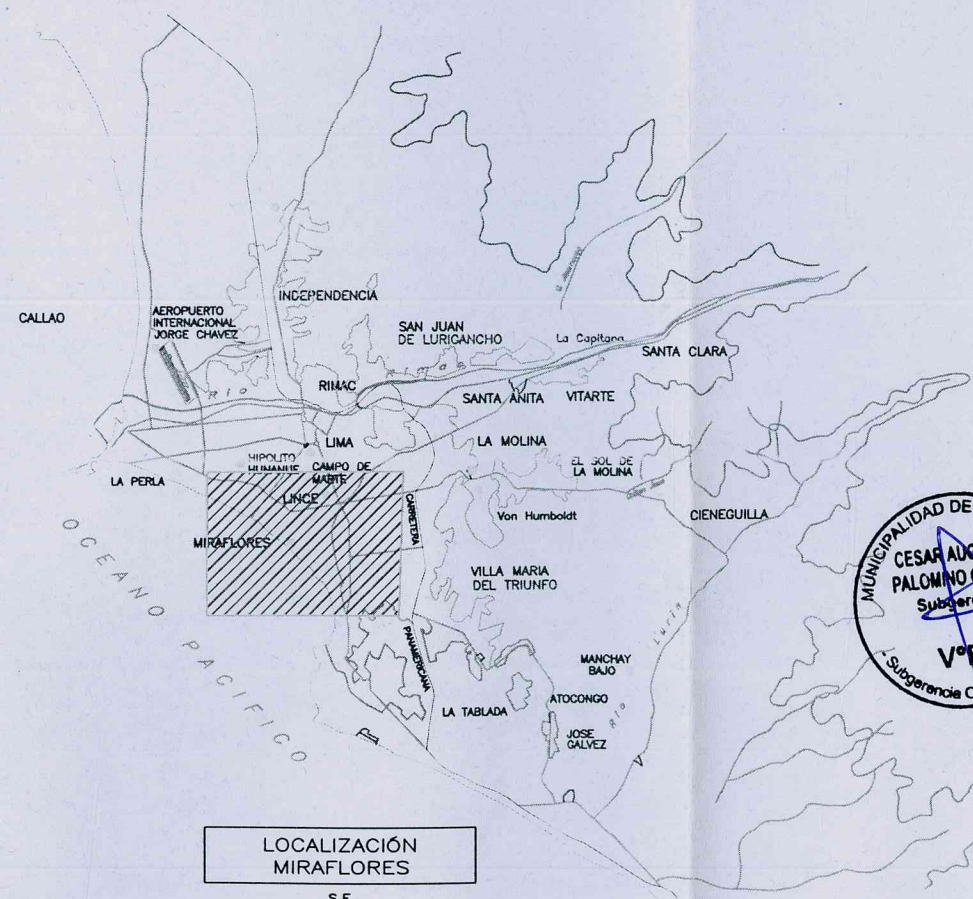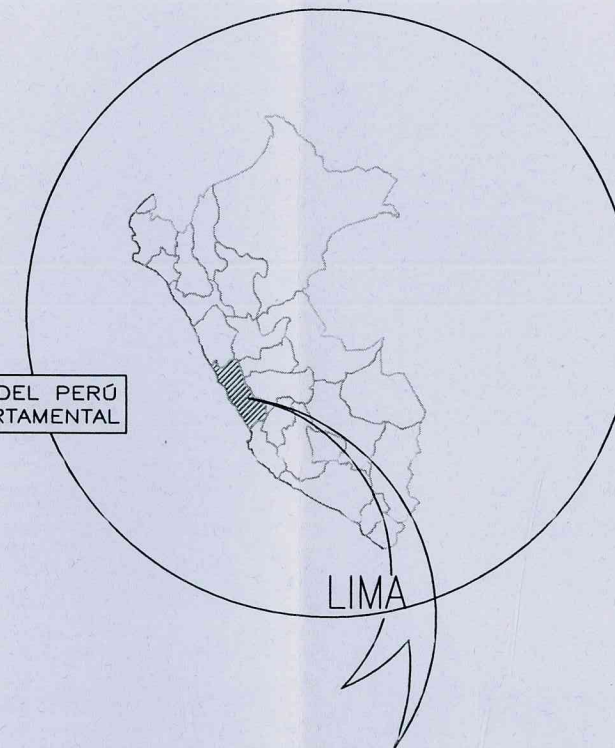

**LOCALIZACIÓN
MIRAFLORES**
S.E.



UBICACIÓN:
SECTORES:
13D



PROYECTO:
MEJORAMIENTO DE LOS
PARQUES FERNANDO LÓPEZ
DE CASTILLA, GARCÍA
CALDERÓN Y CARLOS
ALZAMORA - DISTRITO DE
MIRAFLORES - PROVINCIA DE
LIMA - DEPARTAMENTO DE
LIMA.

ALCALDE DE MIRAFLORES
Dr. Luis Molina Arles

GERENCIA MUNICIPAL
Oscar Lozan Luyo

**GERENCIA DE OBRAS Y
SERVICIOS PÚBLICOS**
Arq. Antonio Monsalve A.

**SUBGERENCIA DE
OBRAS PÚBLICAS**
Ing. Cesar Palomino G.

ENCARGADO:
Arq. Viviana Panduro M.
C.A.P. N° 18493

PLANO:
"PARQUE FERNANDO LÓPEZ DE
CASTILLA"
PLANO DE UBICACIÓN
Esc: Indicada


FECHA:
Mayo - 2019

U-01



[Handwritten signature]

UBICACIÓN
Esc: INDICADA

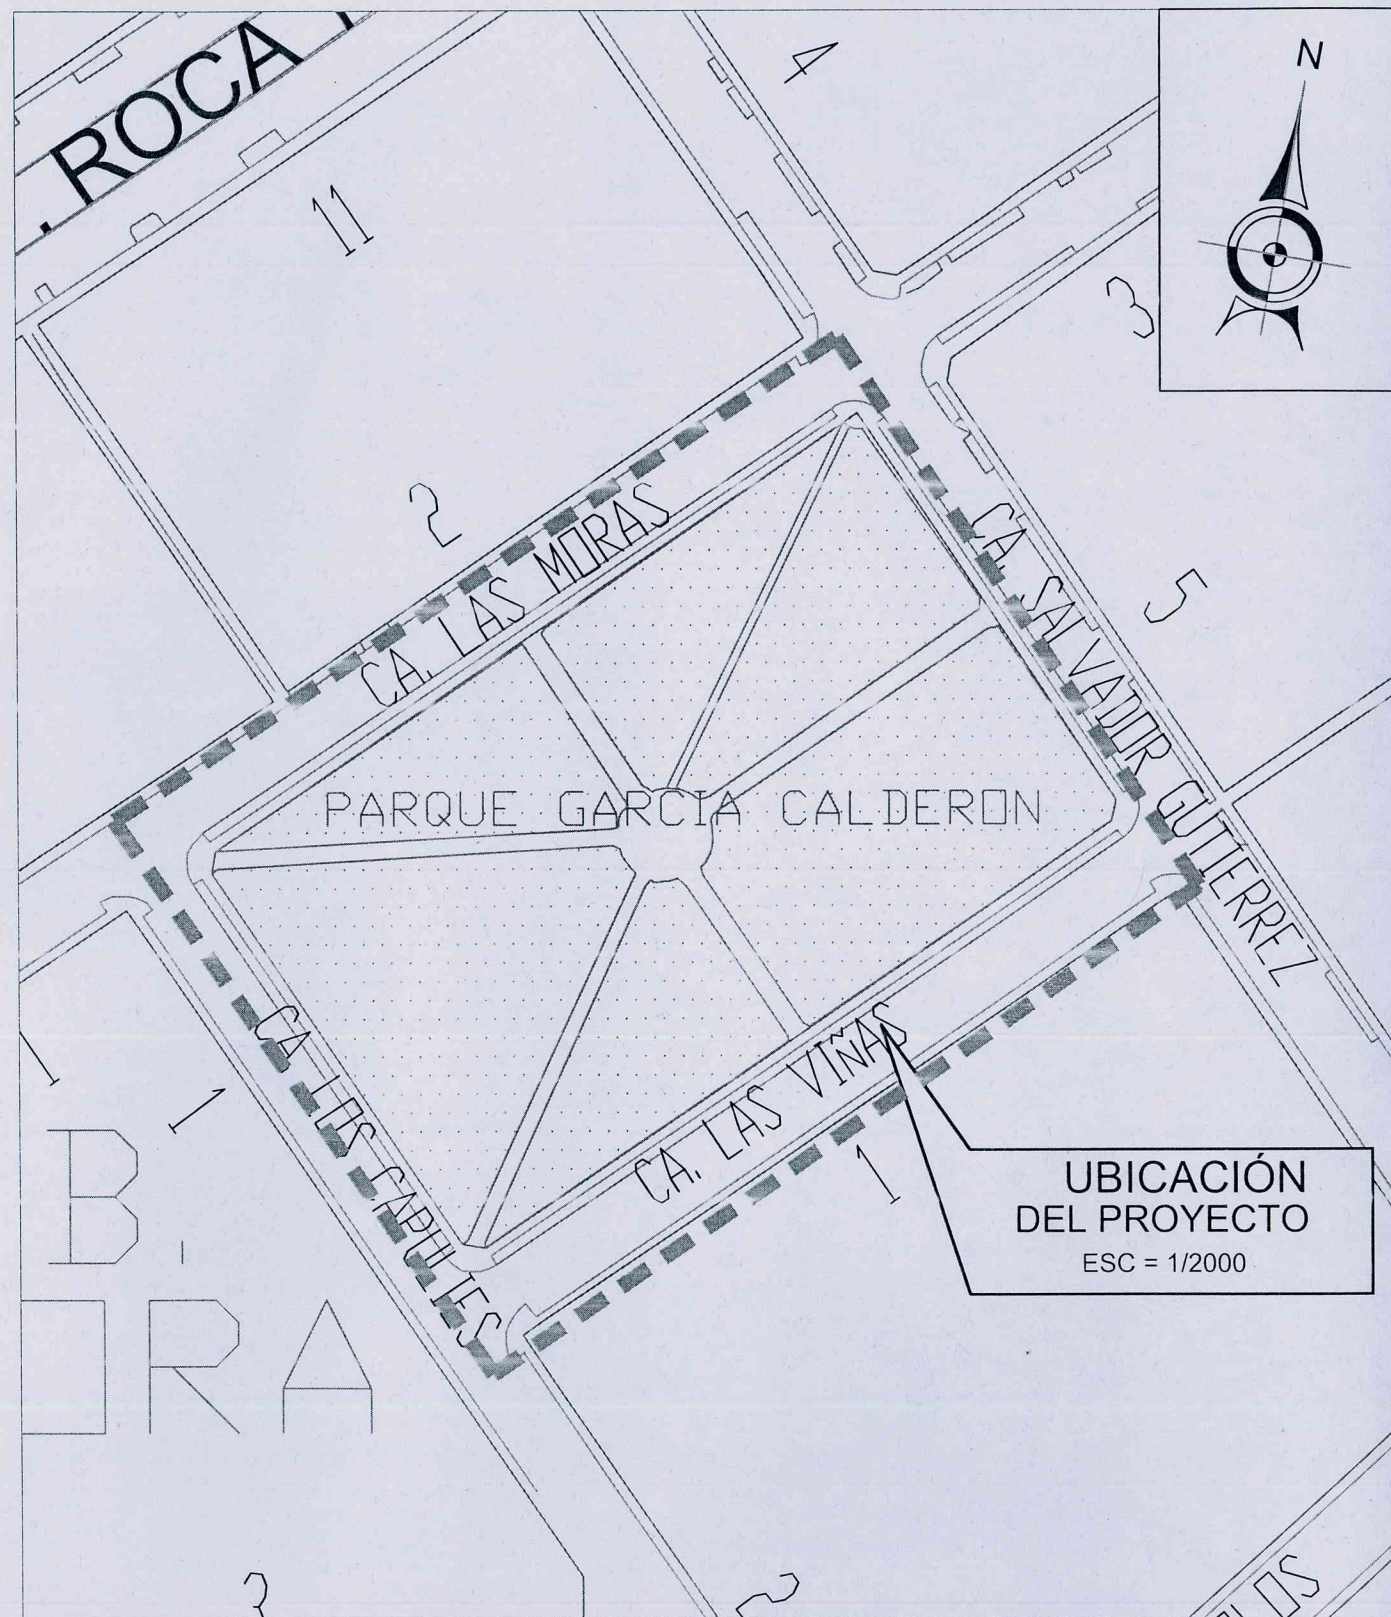


**UBICACIÓN
DEL PROYECTO**
ESC = 1/2000

PROYECTO:
EL ÁREA DE INTERVENCIÓN SE ENCUENTRA UBICADA EN EL PARQUE FRANCISCO GARCÍA CALDERÓN QUE SE ENCUENTRA DELIMITADA ENTRE:
CALLE CAPULÍES
CALLE LAS VIÑAS
CALLE LAS MORAS
CALLESALVADOR GUTIERREZ

REPÚBLICA DEL PERÚ
MAPA DEPARTAMENTAL

S.E.

LIMA

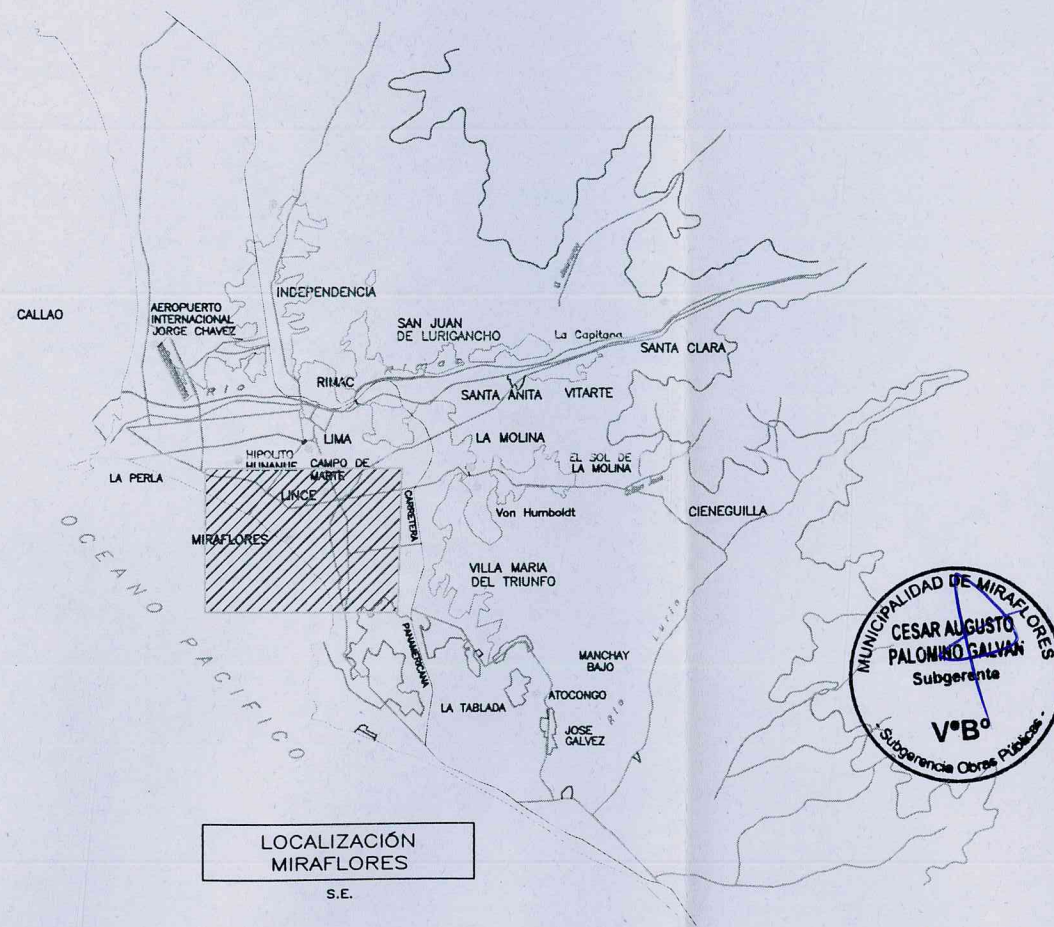

**LOCALIZACIÓN
MIRAFLORES**
S.E.



UBICACIÓN:
SECTORES:
148



PROYECTO:
MEJORAMIENTO DE LOS
PARQUES FERNANDO LÓPEZ
DE CASTILLA, GARCÍA
CALDERÓN Y CARLOS
ALZAMORA - DISTRITO DE
MIRAFLORES - PROVINCIA DE
LIMA - DEPARTAMENTO DE
LIMA.

ALCALDE DE MIRAFLORES
Dr. Luis Molina Arles

GERENCIA MUNICIPAL
Oscar Lozan Luyo

**GERENCIA DE OBRAS Y
SERVICIOS PÚBLICOS**
Arq. Antonio Monsalve A.

**SUBGERENCIA DE
OBRAS PÚBLICAS**
Ing. Cesar Palomino G.

ENCARGADO:
Arq. Viviana Panduro M.
C.A.P. N° 18493

PLANO:
"PARQUE FRANCISCO GARCÍA
CALDERÓN"
PLANO DE UBICACIÓN
Esc: Indicada


FECHA:
Mayo - 2019

U-01



[Handwritten signature]

UBICACIÓN
Esc: INDICADA


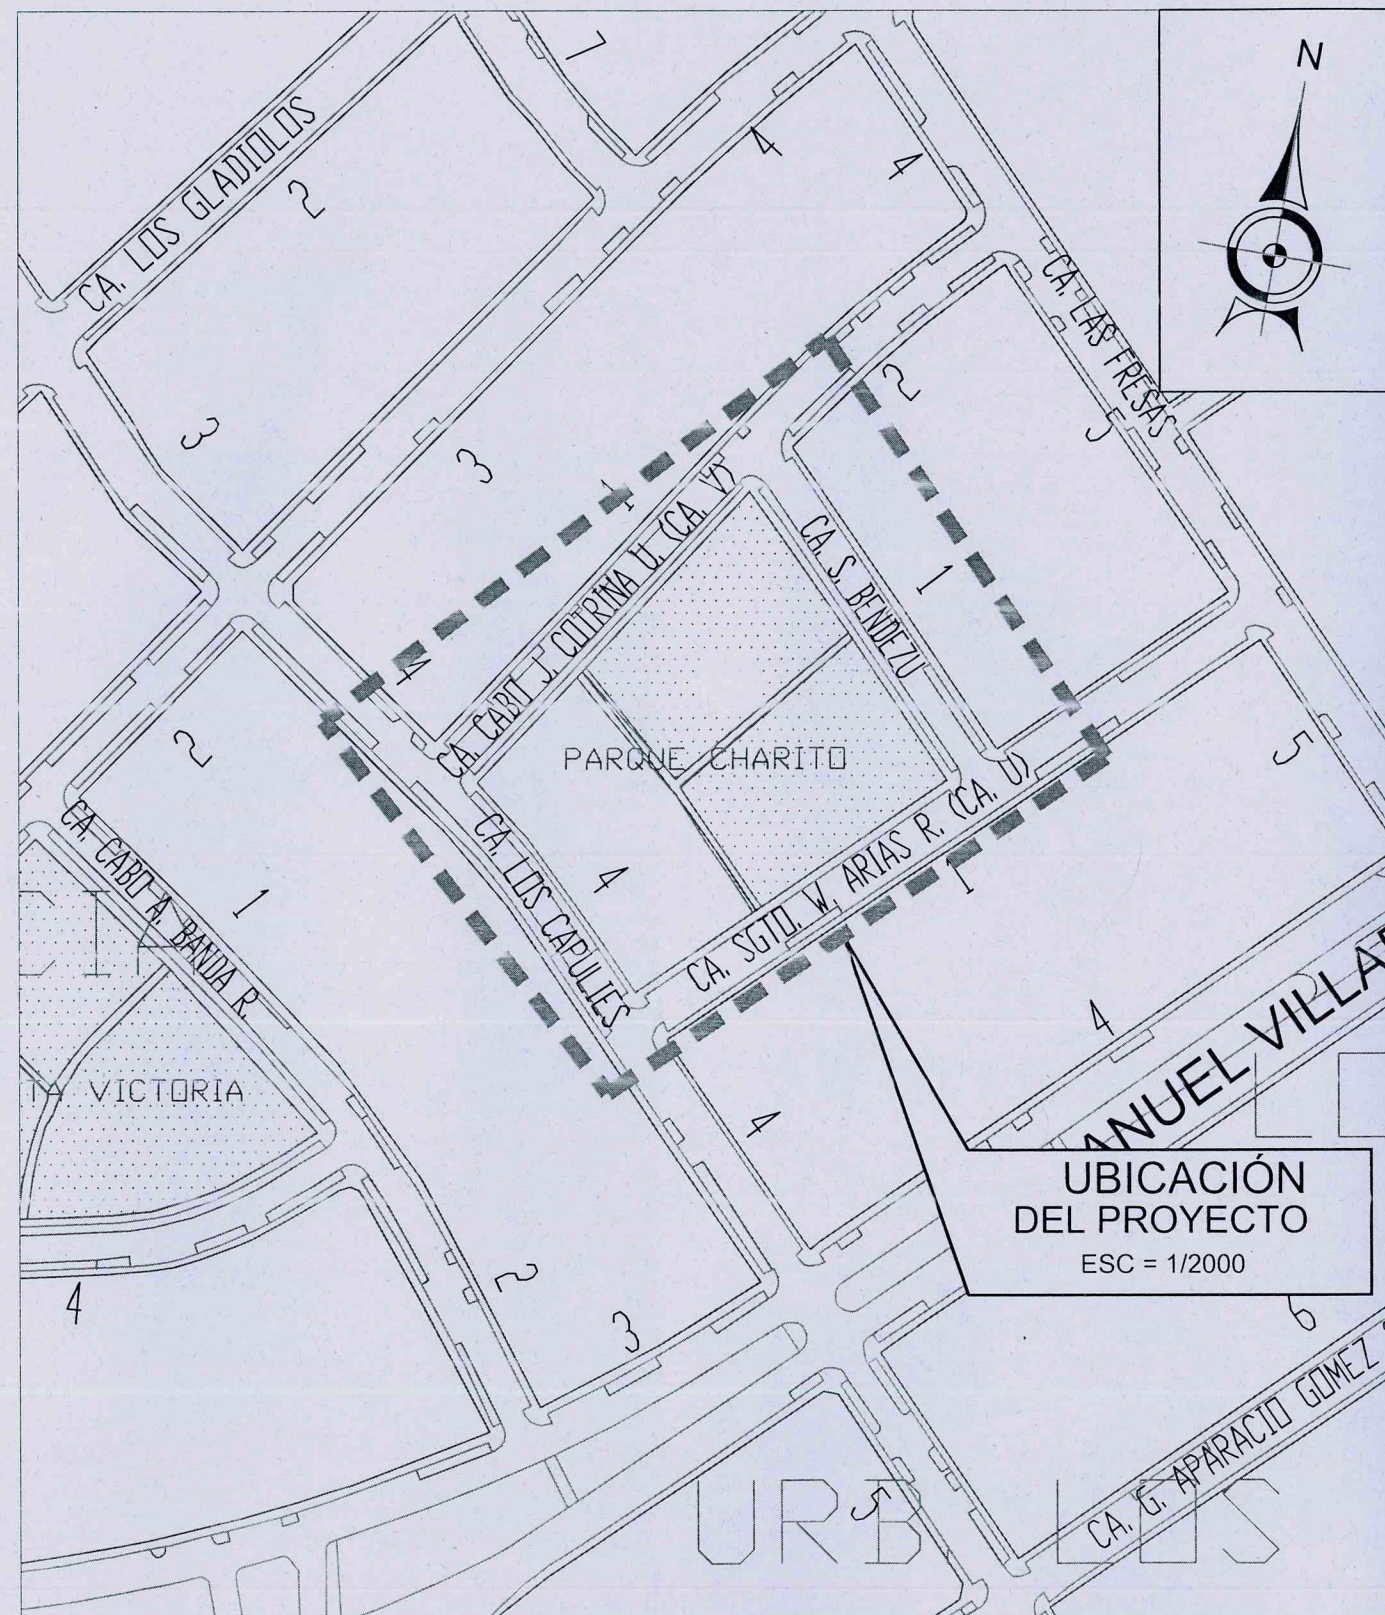


**UBICACIÓN
DEL PROYECTO**
ESC = 1/2000

PROYECTO:
EL ÁREA DE INTERVENCIÓN SE ENCUENTRA UBICADA EN EL PARQUE CARLOS ALZAMORA QUE SE ENCUENTRA DELIMITADA ENTRE:
CALLE CABO J. COTRINA
CALLE LOS CAPULÍES
CALLE SGTO. W. ARIAS R.
CALLE S. BENDEZU

**REPÚBLICA DEL PERÚ
MAPA DEPARTAMENTAL**

S.E.

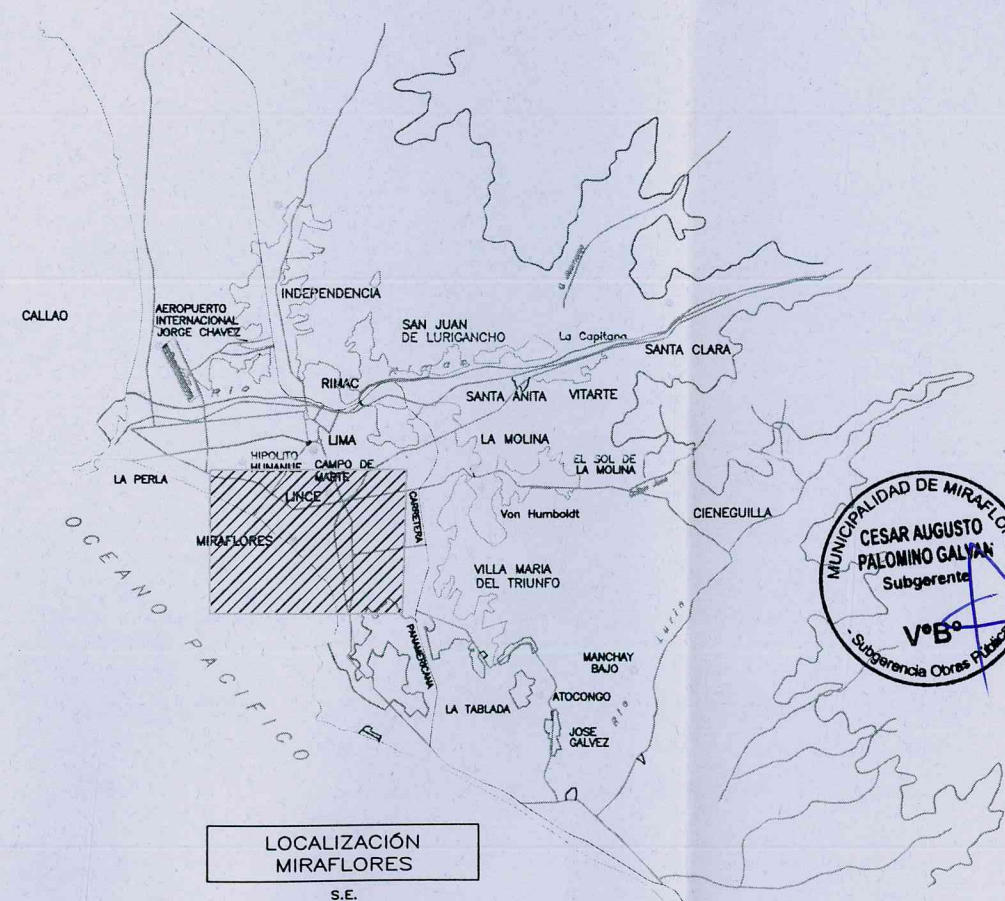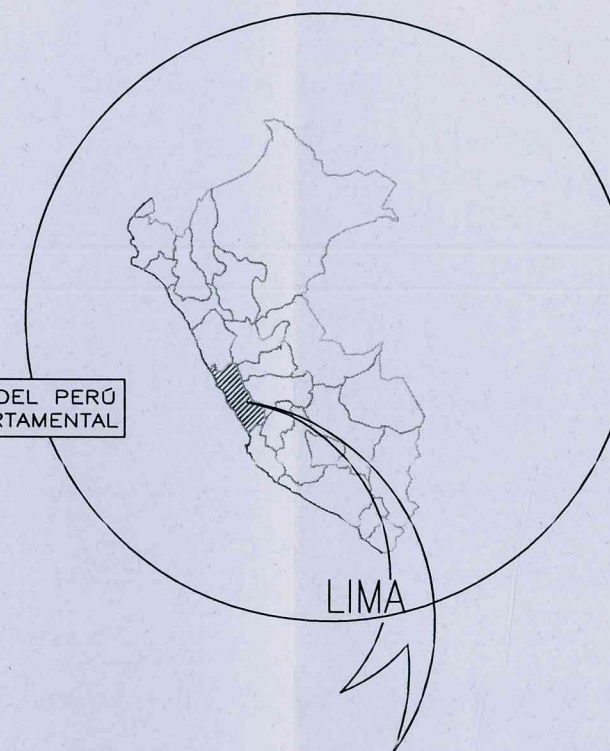


**LOCALIZACIÓN
MIRAFLORES**

S.E.

000092

MIRAFLORES
CIUDAD HERDICA

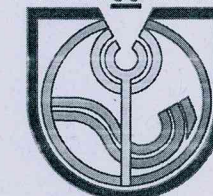

**MUNICIPALIDAD DE
MIRAFLORES**

**UBICACIÓN:
SECTORES:**
13D



PROYECTO:

MEJORAMIENTO DE LOS
PARQUES FERNANDO LÓPEZ DE
CASTILLA, GARCÍA CALDERÓN
Y CARLOS ALZAMORA- DISTRITO
DE MIRAFLORES - PROVINCIA
DE LIMA - DEPARTAMENTO DE
LIMA.

ALCALDE DE MIRAFLORES

Dr. Luis Molina Arles

GERENCIA MUNICIPAL

Oscar Lozan Luyo

**GERENCIA DE OBRAS Y
SERVICIOS PÚBLICOS**

Arq. Antonio Monsalve A.

**SUBGERENCIA DE
OBRAS PÚBLICAS**

Ing. Cesar Palomino G.

ENCARGADO:

Arq. Viviana Panduro M.
C.A.P. Nº 18493

PLANO:

"PARQUE CARLOS ALZAMORA"
PLANO DE UBICACIÓN
Esc: Indicada

FECHA:

Mayo - 2019

U-01

000093


INSTALACIONES ELECTRICAS



MARXTHA ROCIO SALINAS CARRANZA
INGENIERA CIVIL
Reg. CIP N° 69718



PARQUE FERNANDO LÓPEZ DE CASTILLA
INSTALACIONES ELECTRICAS

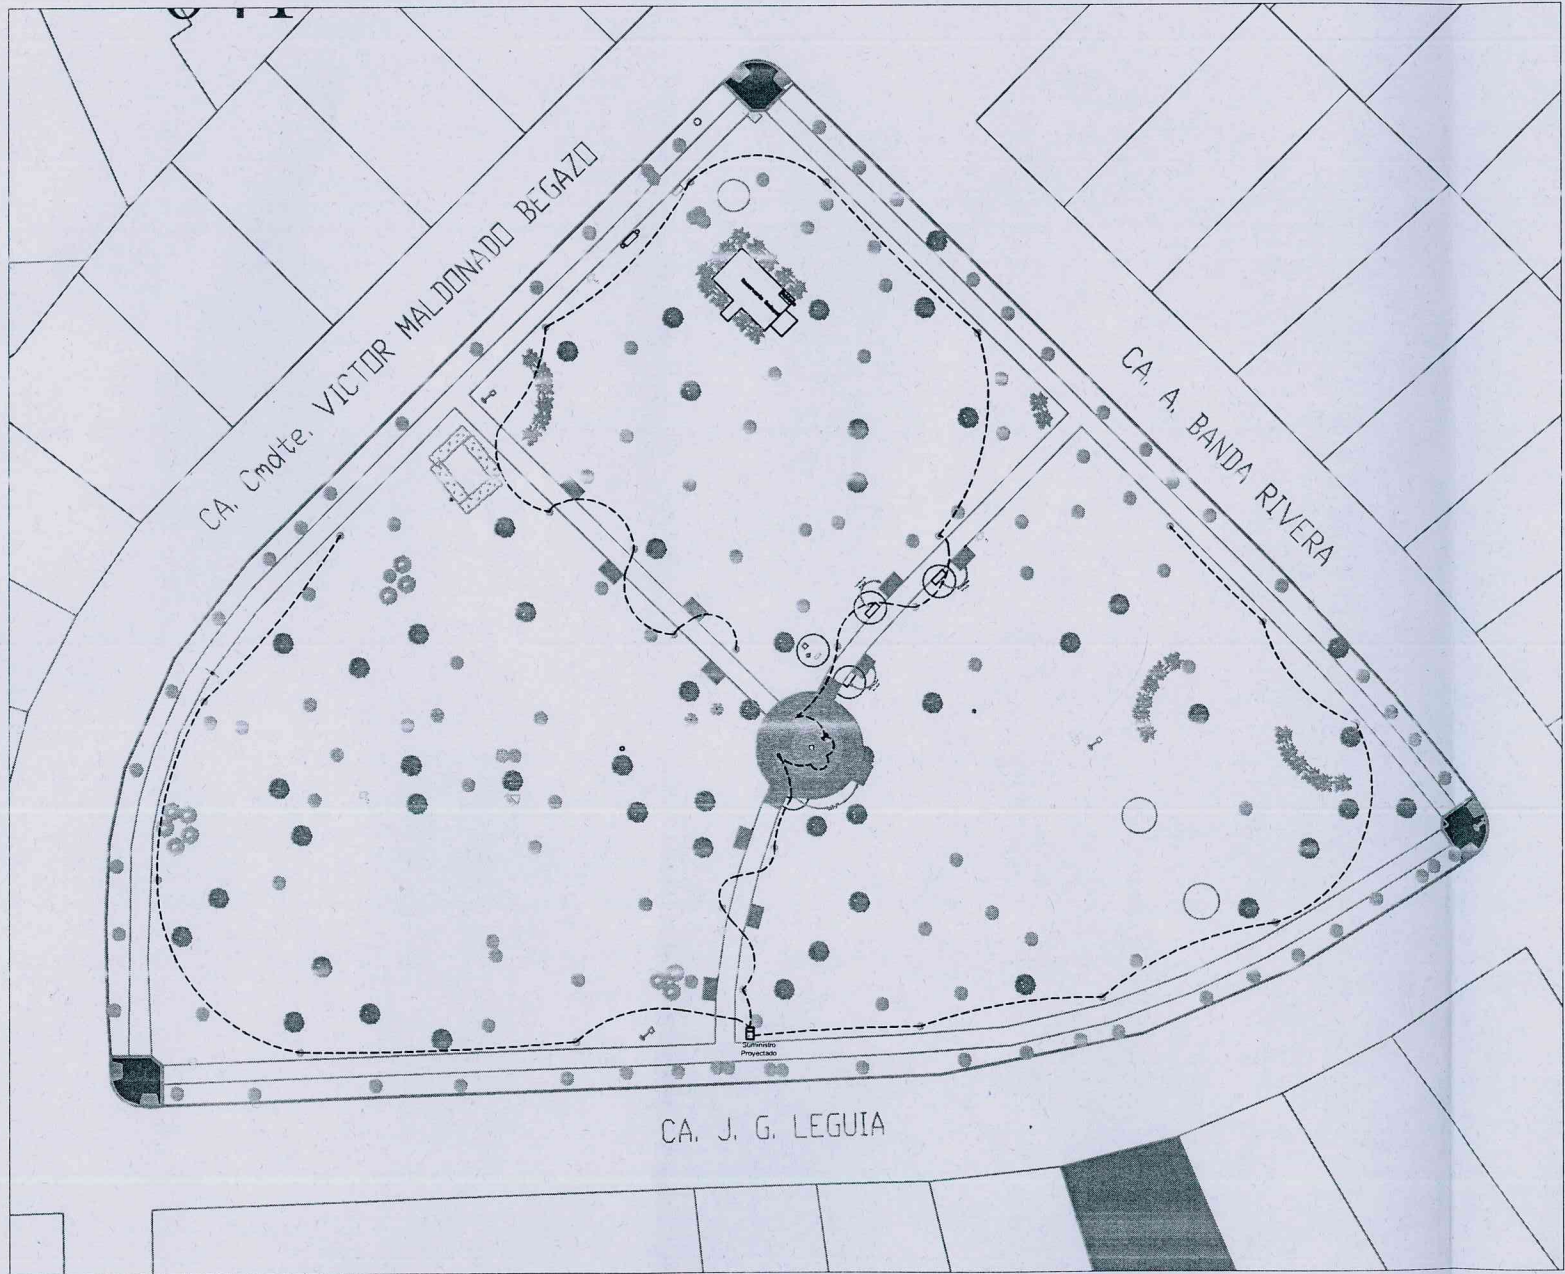

MARXTHA ROCIO SALINAS CARRANZA
INGENIERA CIVIL
Reg. CIP N° 69718

ESPECIFICACIONES TÉCNICAS

1. LOS CONDUCTORES SERÁN DE COBRE ELECTROLÍTICO RECOCIDO DE 99.9 % DE CONDUCTIVIDAD, TIPO NYY PARA ILUMINACIÓN DE FAROLAS Y ALIMENTADORES, SIENDO LA MÍNIMA SECCIÓN DE 6mm². PARA EL SISTEMA DE PUESTA A TIERRA SE UTILIZARÁN CABLES TIPO THW CON UNA SECCIÓN MÍNIMA DE 2.5mm².
2. LOS CABLES NYY SE INSTALARÁN DIRECTAMENTE ENTERRADOS Y EN DUCTOS DE CONCRETO EN CRUCES VEHICULARES. SE ALIMENTARÁN DE LA RED DE USO PARTICULAR A TRAVÉS DE UN SUMINISTRO TRIFÁSICO DE BAJA TENSIÓN SUBTERRÁNEO.
3. SE USARÁN DUCTOS DE CONCRETO DE 4 VIAS DE 90 mm Ø EN CRUCES VEHICULARES.
4. EL TABLERO DE ALUMBRADO SERÁ DE FIERRO GALVANIZADO TIPO PESADO DE 1.6mm DE ESPESOR Y ESTÁ DEFINIDA DE ACUERDO A LA N.T.P 370-040
5. TODAS LAS INSTALACIONES CORRESPONDIENTES A ALIMENTADORES Y EQUIPOS DE ILUMINACIÓN LLEVARÁN SU CONEXIÓN DE PUESTA A TIERRA

CUADRO DE CARGAS

DESCRIPCIÓN	CANTIDAD	POTENCIA (W/un)	POT. INST. (kW)	FACT. DEM. (%)	DEM. MÁX. (kW)
FAROLAS ESFÉRICAS LED DE 50 W - 01 ESFERA	25	50	1.25	100%	1.25
REFLECTOR LED DE 50W	5	50	0.25	100%	0.25
RESERVA	1	500	0.50	100%	0.50
POTENCIA TOTAL			2.00		2.00
Factor de simultaneidad =			100%	D.M.=	2.00 kW


Demanda Máxima Solicitada = 2.00 kW

LEYENDA

	POSTE LUZ EXISTENTE
	POSTE TELEFONO EXISTENTE
	FAROLA (02 ESFERAS) DE 70W
	CARTEL SEÑALIZACION
	ALCORQUES
	BUZON DESAGUE
	BUZON TELEFONO
	CAJA DE AGUA
	BOLARDO
	CAJA DE DESAGUE
	ARBOL
	FAROLA DE 01 ESFERA
	POZO A TIERRA
	TAPA CONCRETO
	MEDIDOR
	CAMELLON



UBICACIÓN:
SECTORES:
13D

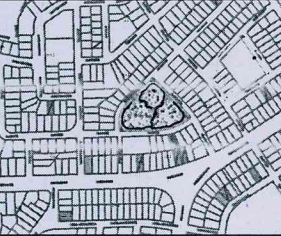

PROYECTO:
MEJORAMIENTO DE LOS
PARQUES FERNANDO LÓPEZ
DE CASTILLA. GARCÍA
CALDERÓN Y CARLOS
ALZAMORA - DISTRITO DE
MIRAFLORES - PROVINCIA DE
LIMA - DEPARTAMENTO DE
LIMA.

ALCALDE DE MIRAFLORES
Dr. Luis Molina Arles

GERENCIA MUNICIPAL
Oscar Lozan Luyo

GERENCIA DE OBRAS Y
SERVICIOS PÚBLICOS
Arq. Antonio Monsalve A.

SUBGERENCIA DE OBRAS
PÚBLICAS
Ing. Cesar Palomino G.


ENCARGADO:
Ing. Marxtha Salinas C.
C.I.P. N° 69718

PLANO:
"PARQUE FERNANDO LÓPEZ DE
CASTILLA" INSTALACIONES
ELECTRICAS
Esc: INDICADA

FECHA:
Mayo - 2019

IE-01

PARQUE FRANCISCO GARCIA CALDERON
INSTALACIONES ELECTRICAS

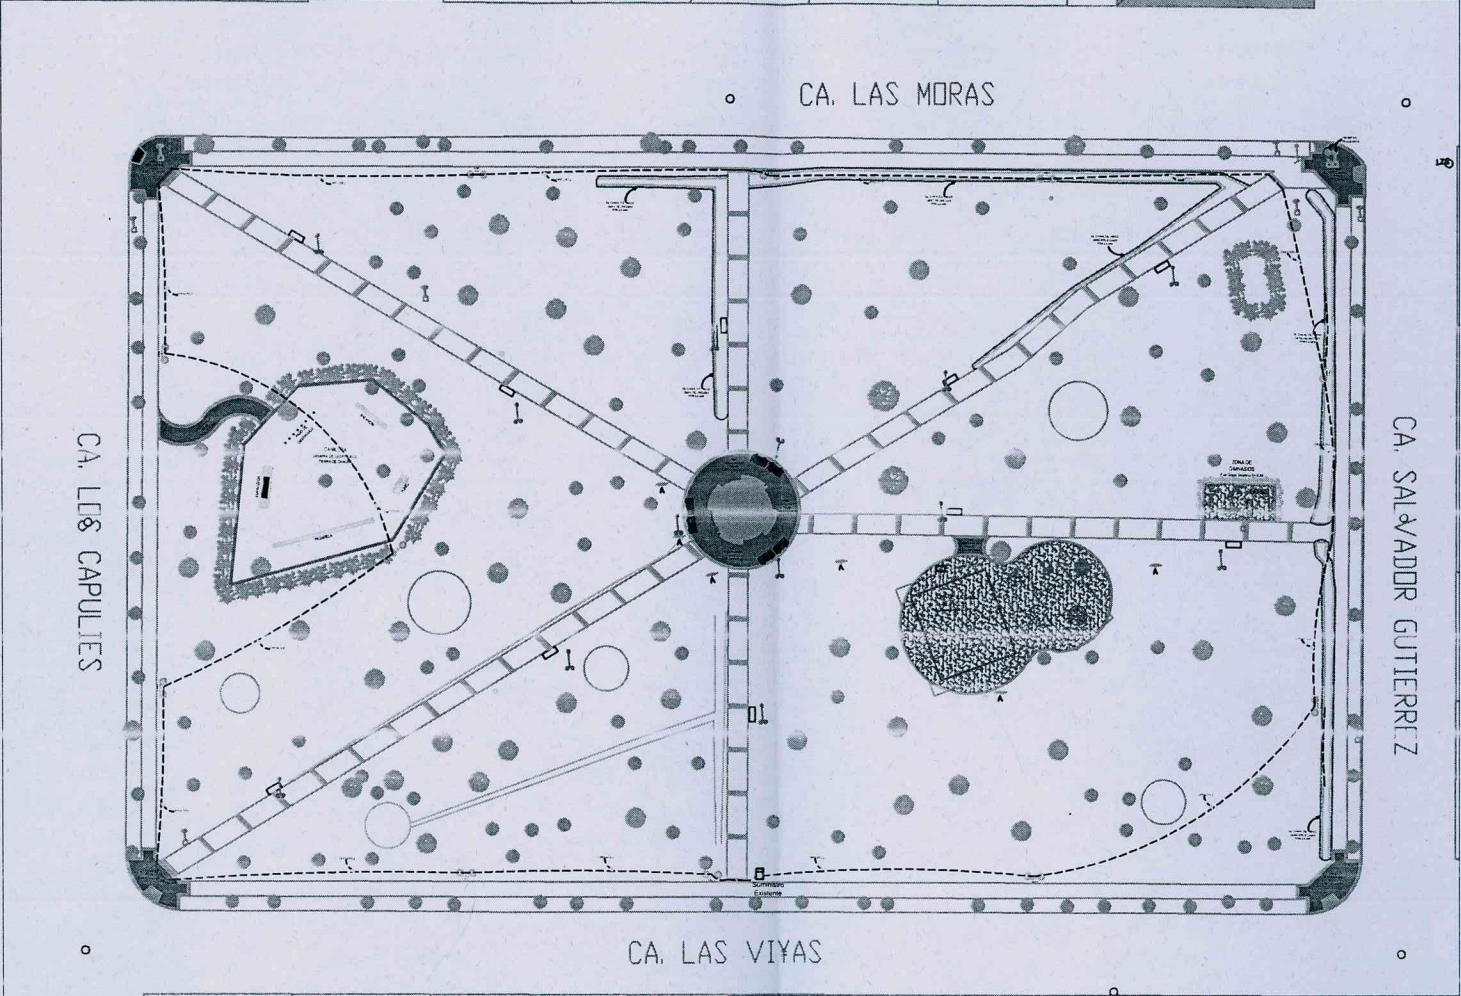

MARXTHA ROCIO SALINAS CARRANZA
INGENIERA CIVIL
Reg. CIP N° 69718



PROYECTO:
MEJORAMIENTO DE LOS
PARQUES FERNANDO LÓPEZ
DE CASTILLA GARCÍA
CALDERÓN Y CARLOS
ALZAMORA - DISTRITO DE
MIRAFLORES - PROVINCIA DE
LIMA - DEPARTAMENTO DE
LIMA.

ALCALDE DE MIRAFLORES
Dr. Luis Molina Arles

GERENCIA MUNICIPAL
Oscar Lozan Luyo

GERENCIA DE OBRAS Y
SERVICIOS PÚBLICOS
Arq. Antonio Monsalve A.

SUBGERENCIA DE OBRAS
PÚBLICAS
Ing. Cesar Palomino G.

ENCARGADO:
Ing. Marxtha Salinas C.
C.I.P. N° 69718

PLANO:
"PARQUE FRANCISCO GARCÍA
CALDERÓN"
PLANO DE INSTALACION ELÉCTRICA
Esc: Indicada

FECHA:
Mayo - 2019

IE-01

ESPECIFICACIONES TÉCNICAS

1. LOS CONDUCTORES SERÁN DE COBRE ELECTROLÍTICO RECOCIDO DE 99.9 % DE CONDUCTIVIDAD, TIPO NYY PARA ILUMINACIÓN DE FAROLAS Y ALIMENTADORES, SIENDO LA MÍNIMA SECCIÓN DE 6mm². PARA EL SISTEMA DE PUESTA A TIERRA SE UTILIZARÁN CABLES TIPO THW CON UNA SECCIÓN MÍNIMA DE 2.5mm².
2. LOS CABLES NYY SE INSTALARÁN DIRECTAMENTE ENTERRADOS Y EN DUCTOS DE CONCRETO EN CRUCES VEHICULARES. SE ALIMENTARÁN DE LA RED DE USO PARTICULAR A TRAVÉS DE UN SUMINISTRO TRIFÁSICO DE BAJA TENSIÓN SUBTERRÁNEO.
3. SE USARÁN DUCTOS DE CONCRETO DE 4 VIAS DE 90 mm Ø EN CRUCES VEHICULARES.
4. EL TABLERO DE ALUMBRADO SERÁ DE FIERRO GALVANIZADO TIPO PESADO DE 1.6mm DE ESPESOR Y ESTÁ DEFINIDA DE ACUERDO A LA N.T.P 370-040
5. TODAS LAS INSTALACIONES CORRESPONDIENTES A ALIMENTADORES Y EQUIPOS DE ILUMINACIÓN LLEVARÁN SU CONEXIÓN DE PUESTA A TIERRA

CUADRO DE CARGAS

DESCRIPCIÓN	CANTIDAD	POTENCIA (W/un)	POT. INST. (kW)	FACT. DEM. (%)	DEM. MÁX. (kW)
FAROLAS ESFÉRICAS LED DE 50 W	24	50	1.10	100%	1.10
REFLECTOR LED DE 50W	4	50	0.20	100%	0.20
RESERVA	1	700	0.70	100%	0.70
POTENCIA TOTAL			2.00		2.00
Factor de simultaneidad =			100%	D.M.=	2.00 kW


Demanda Máxima Solicitada = 2.00 kW

LEYENDA

	POSTE LUZ EXISTENTE
	POSTE TELEFONO EXISTENTE
	FAROLA (02 ESFERAS)
	CARTEL SEÑALIZACION
	ALCORQUES
	BUZON DESAGUE
	BUZON TELEFONO
	CAJA DE AGUA
	BOLARDO
	CAJA DE DESAGUE
	ARBOL
	FAROLA DE 01 ESFERA
	POZO A TIERRA
	TAPA CONCRETO
	MEDIDOR
	CAMELLON



PARQUE CARLOS ALZAMORA
INSTALACIONES ELECTRICAS

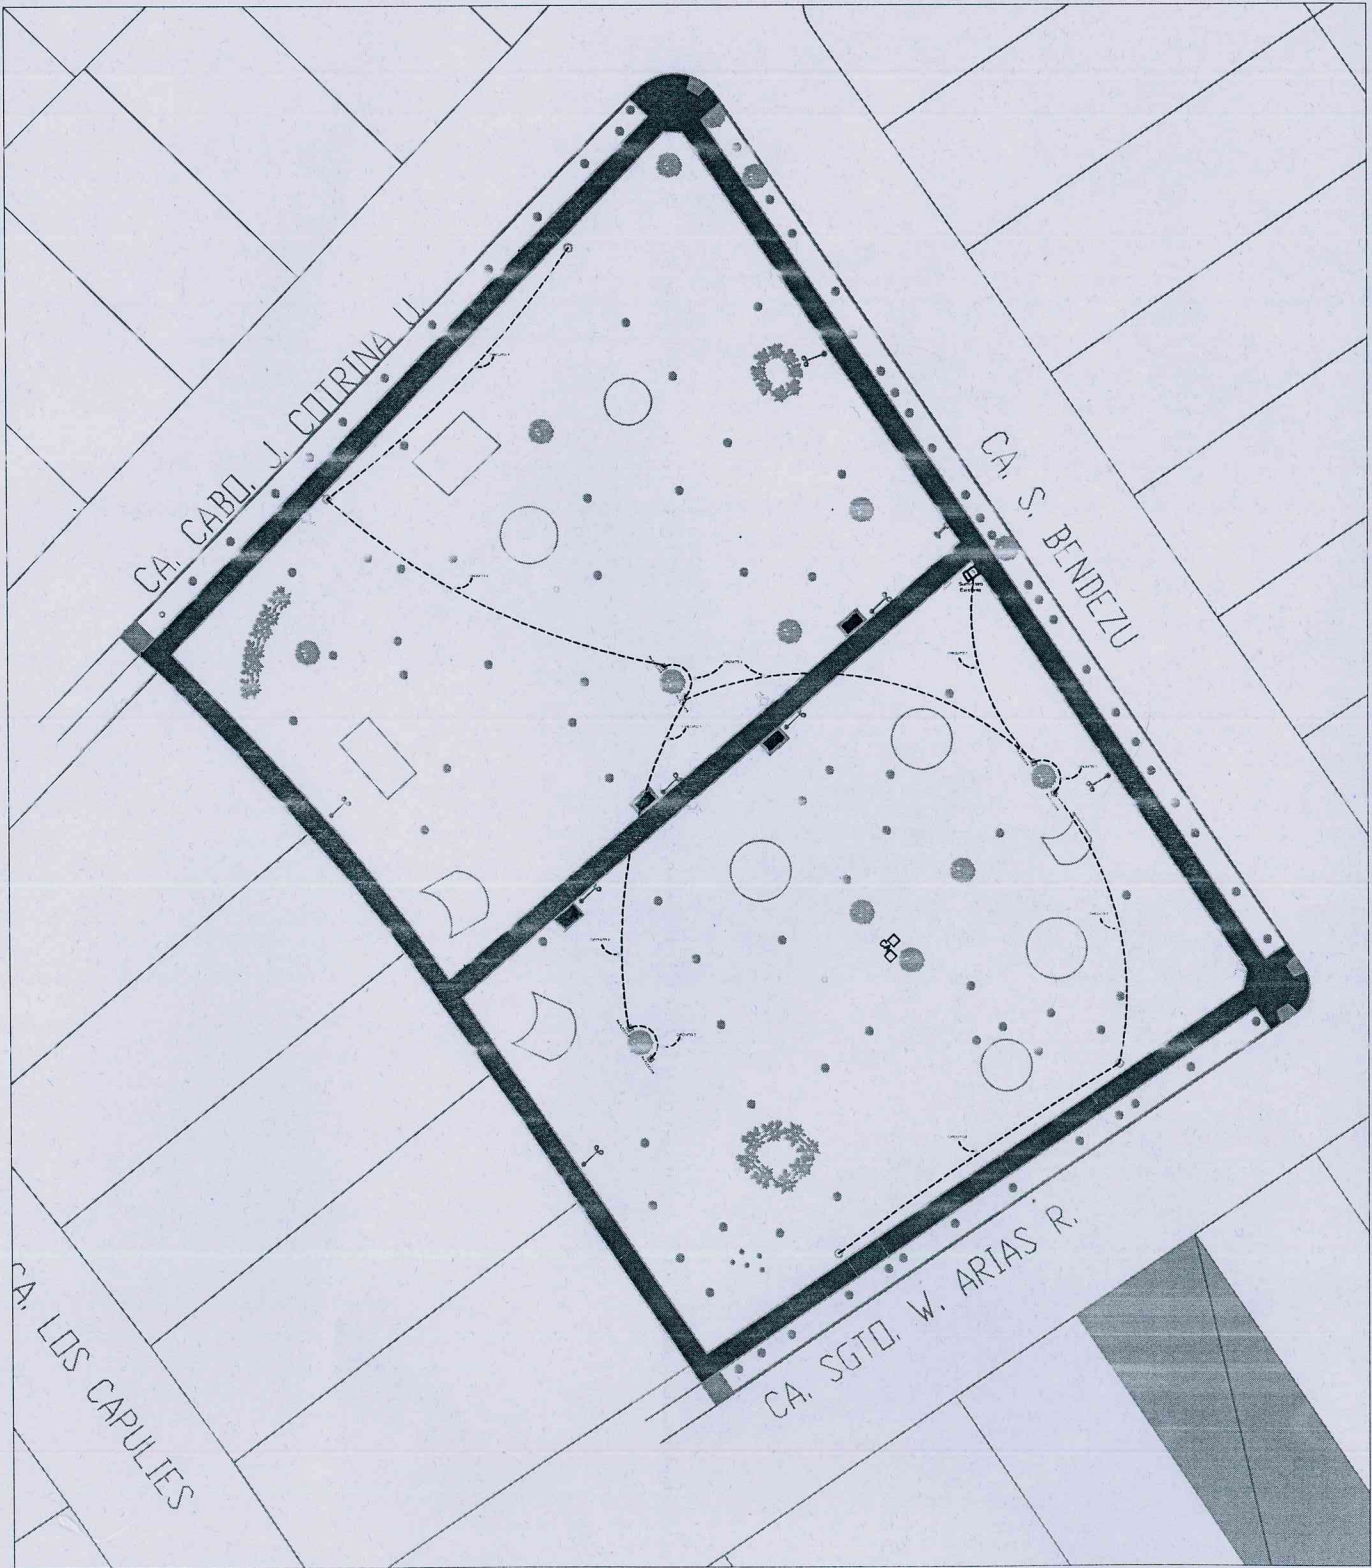

MARXTHA ROCIO SALINAS CARRANZA
INGENIERA CIVIL
Reg. CIP N° 69718

ESPECIFICACIONES TÉCNICAS

1. LOS CONDUCTORES SERÁN DE COBRE ELECTROLÍTICO RECOCIDO DE 99.9 % DE CONDUCTIVIDAD, TIPO NYY PARA ILUMINACIÓN DE FAROLAS Y ALIMENTADORES, SIENDO LA MÍNIMA SECCIÓN DE 6mm². PARA EL SISTEMA DE PUESTA A TIERRA SE UTILIZARÁN CABLES TIPO THW CON UNA SECCIÓN MÍNIMA DE 2.5mm².
2. LOS CABLES NYY SE INSTALARÁN DIRECTAMENTE ENTERRADOS Y EN DUCTOS DE CONCRETO EN CRUCES VEHICULARES. SE ALIMENTARÁN DE LA RED DE USO PARTICULAR A TRAVÉS DE UN SUMINISTRO TRIFÁSICO DE BAJA TENSIÓN SUBTERRÁNEO.
3. SE USARÁN DUCTOS DE CONCRETO DE 4 VIAS DE 90 mm Ø EN CRUCES VEHICULARES.
4. EL TABLERO DE ALUMBRADO SERÁ DE FIERRO GALVANIZADO TIPO PESADO DE 1.6mm DE ESPESOR Y ESTÁ DEFINIDA DE ACUERDO A LA N.T.P 370-040
5. TODAS LAS INSTALACIONES CORRESPONDIENTES A ALIMENTADORES Y EQUIPOS DE ILUMINACIÓN LLEVARÁN SU CONEXIÓN DE PUESTA A TIERRA

CUADRO DE CARGAS

DESCRIPCIÓN	CANTIDAD	POTENCIA (W/un)	POT. INST. (kW)	FACT. DEM. (%)	DEM. MÁX. (kW)
FAROLAS ESFÉRICAS LED DE 50 W - 01 ESFERA	12	50	0.20	100%	0.20
REFLECTOR LED DE 50W	6	50	0.30	100%	0.30
RESERVA	1	500	0.50	100%	0.50
POTENCIA TOTAL			1.00		
Factor de simultaneidad =			100%	D.M.=	1.00 kW

Demanda Máxima Solicitada = 1.00 kW

LEYENDA

	POSTE LUZ EXISTENTE
	POSTE TELEFONO EXISTENTE
	FAROLA (02 ESFERAS) DE 70W
	CARTEL SEÑALIZACION
	ALCORQUES
	BUZON DESAGUE
	BUZON TELEFONO
	CAJA DE AGUA
	BOLARDO
	CAJA DE DESAGUE
	ARBOL
	FAROLA DE 01 ESFERA
	POZO A TIERRA
	TAPA CONCRETO
	MEDIDOR
	CAMELLON



UBICACIÓN:
SECTORES:
13D



PROYECTO:
MEJORAMIENTO DE LOS
PARQUES FERNANDO LÓPEZ
DE CASTILLA GARCÍA
CALDERÓN Y CARLOS
ALZAMORA - DISTRITO DE
MIRAFLORES - PROVINCIA DE
LIMA - DEPARTAMENTO DE
LIMA.

ALCALDE DE MIRAFLORES
Dr. Luis Molina Arles

GERENCIA MUNICIPAL
Oscar Lozan Luyo

GERENCIA DE OBRAS Y
SERVICIOS PÚBLICOS
Arq. Antonio Monsalve A.

SUBGERENCIA DE OBRAS
PÚBLICAS
Ing. Cesar Palomino G.

ENCARGADO:
Ing. Marxtha Salinas C.
C.I.P. N° 69718

PLANO:
"PARQUE CARLOS ALZAMORA"
INSTALACIONES ELECTRICAS
Esc: INDICADA

FECHA:
Mayo - 2019

IE-01

PARQUE FERNANDO LÓPEZ DE CASTILLA DIAGRAMAS Y DETALLES

ESQUEMA DE DISTRIBUCION TABLERO DE DISTRIBUCION TG (40 POLOS) (TIPO EMPOTRADO 3Ø; 10KA; 220V; 80 c/s)


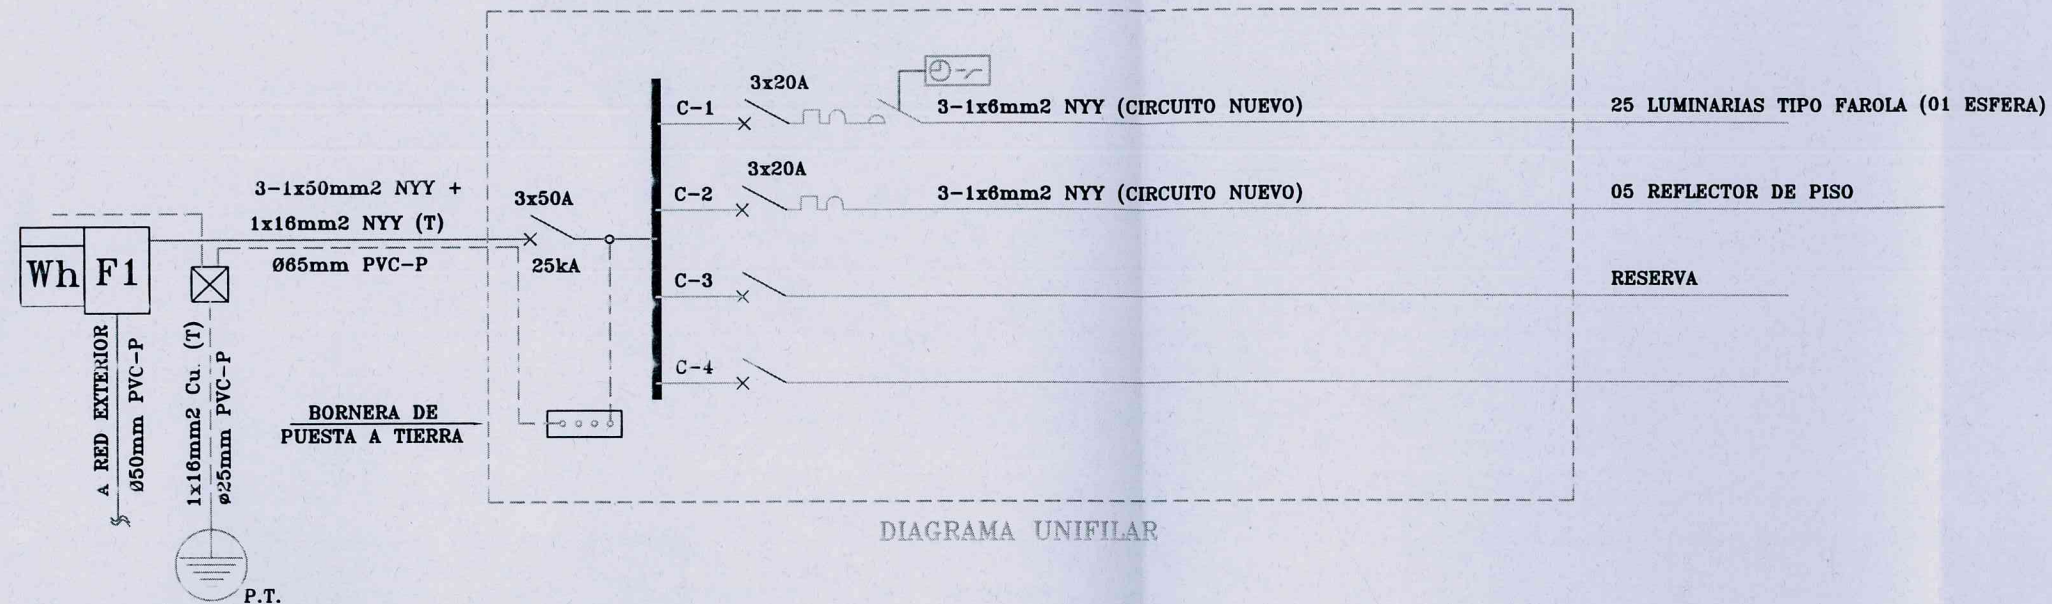


DIAGRAMA UNIFILAR



MEDIDAS DE CABLES

- (1) 2-1x6mm². NYY
- (2) 3-1x10mm². NYY
- (3) 1x16mm². Cu.

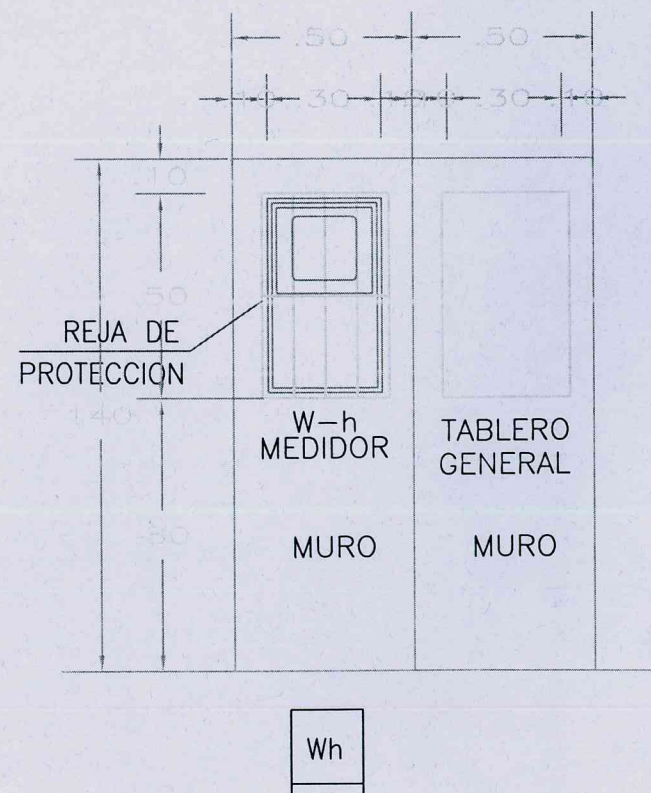

DETALLE DE INSTALACION DE
MEDIDOR Y TABLERO DE
DISTRIBUCION

DETALLE TÍPICO DE POZO DE TIERRA ESC:1/25

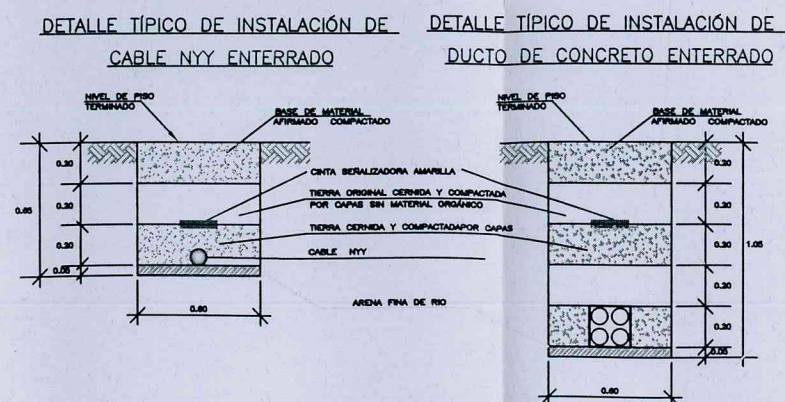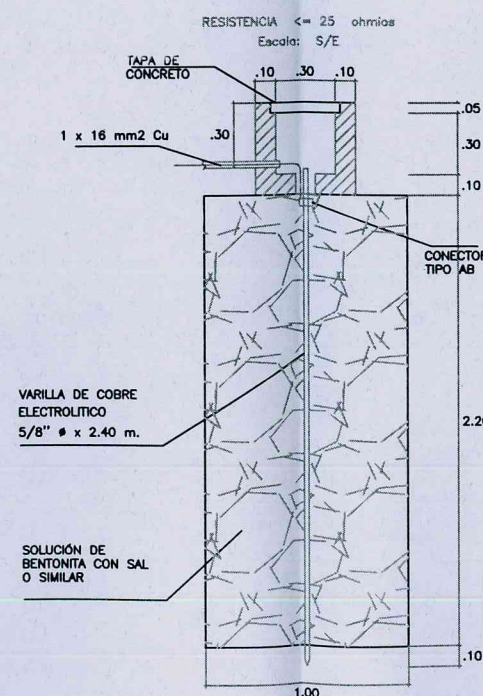

MARXTHA ROCIO SALINAS CARRANZA
INGENIERA CIVIL
Reg. CIP N° 69718



PROYECTO:
MEJORAMIENTO DE LOS
PARQUES FERNANDO LÓPEZ
DE CASTILLA, GARCÍA
CALDERÓN Y CARLOS
ALZAMORA - DISTRITO DE
MIRAFLORES - PROVINCIA DE
LIMA - DEPARTAMENTO DE
LIMA.

ALCALDE DE MIRAFLORES
Dr. Luis Molina Arles

GERENCIA MUNICIPAL
Oscar Lozan Luyo

GERENCIA DE OBRAS Y
SERVICIOS PÚBLICOS
Arq. Antonio Monsalve A.

SUBGERENCIA DE OBRAS
PÚBLICAS
Ing. Cesar Palomino G.

ENCARGADO:
Ing. Marxtha Salinas C.
C.I.P. N° 69718

PLANO:
"PARQUE FERNANDO LÓPEZ DE
CASTILLA" DIAGRAMAS Y DETALLES
Esc: 1/25

FECHA:
Mayo - 2019

IE-02

PARQUE FRANCISCO GARCIA CALDERON DIAGRAMAS Y DETALLES

ESQUEMA DE DISTRIBUCION TABLERO DE DISTRIBUCION TG (40 POLOS) (TIPO EMPOTRADO 3Ø; 10KA; 220V; 60 c/s)


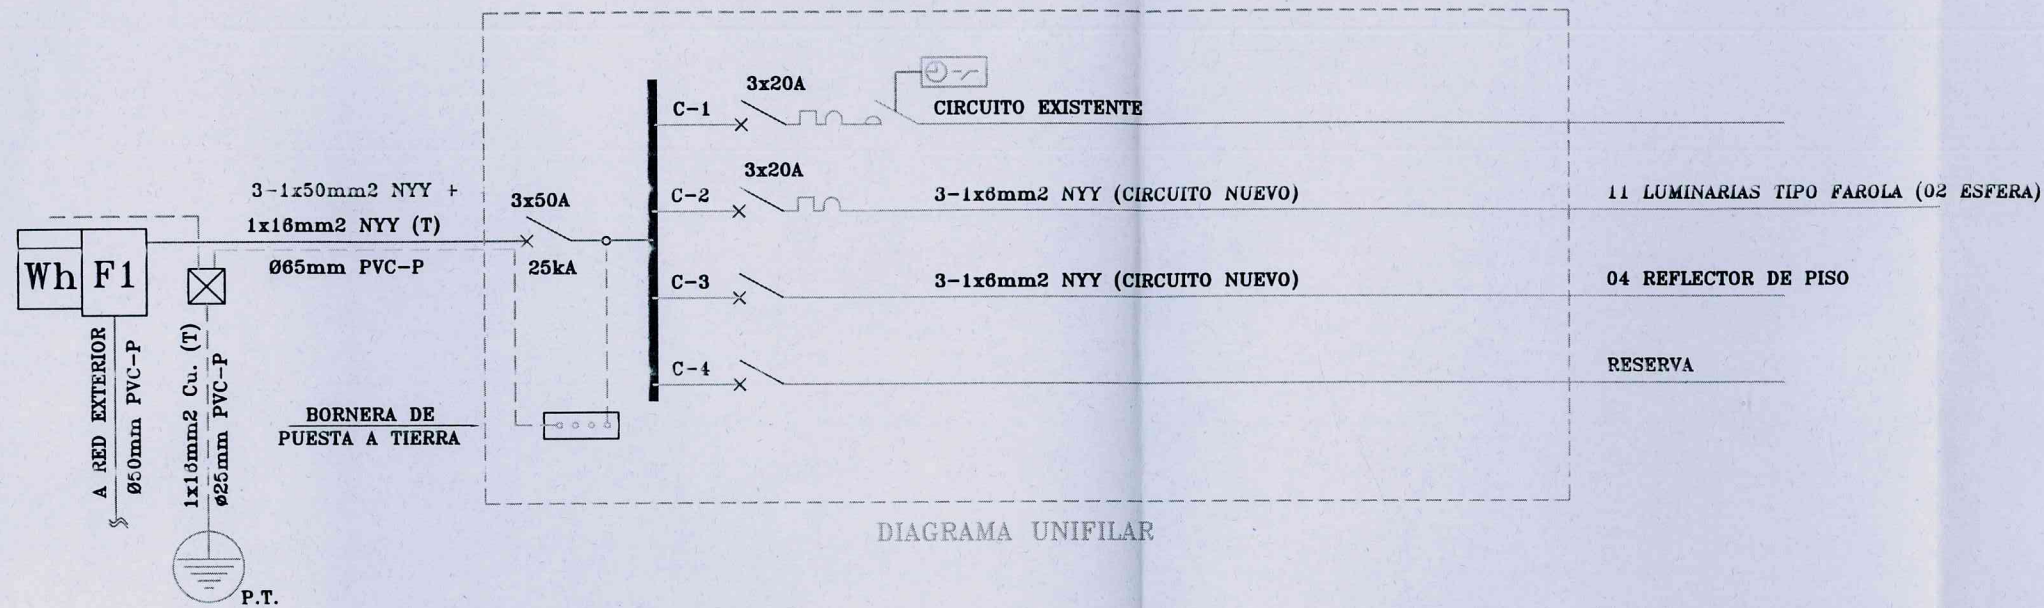


DIAGRAMA UNIFILAR


MEDIDAS DE CABLES

- (1) 2-1x6mm². NYY
- (2) 3-1x10mm². NYY
- (3) 1x16mm². Cu.


DETALLE TÍPICO DE POZO DE TIERRA ESC:1/25

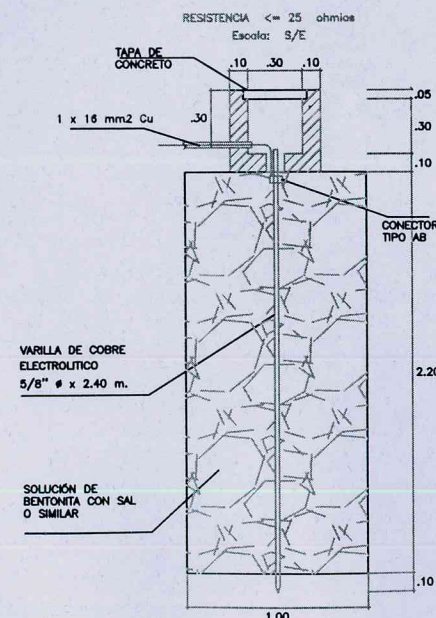

DETALLE TÍPICO DE INSTALACIÓN DE CABLE NYY ENTERRADO

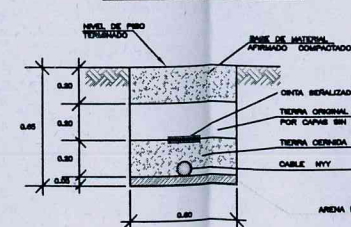


DETALLE TÍPICO DE INSTALACIÓN DE DUCTO DE CONCRETO ENTERRADO

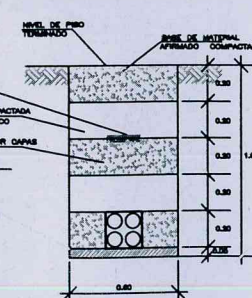

MARXTHA ROCIO SALINAS CARRANZA
INGENIERA CIVIL
Reg. CIP N° 69718



UBICACIÓN:
SECTORES:
13D

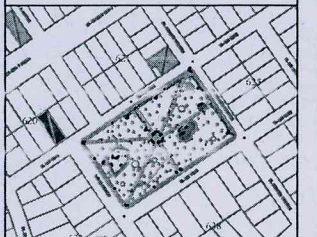

PROYECTO:
MEJORAMIENTO DE LOS
PARQUES FERNANDO LÓPEZ
DE CASTILLA GARCÍA
CALDERÓN YCARLOS
ALZAMORA - DISTRITO DE
MIRAFLORES - PROVINCIA DE
LIMA - DEPARTAMENTO DE
LIMA.

ALCALDE DE MIRAFLORES
Dr. Luis Molina Arles

GERENCIA MUNICIPAL
Oscar Lozan Luyo

GERENCIA DE OBRAS Y
SERVICIOS PÚBLICOS
Arq. Antonio Monsalve A.

SUBGERENCIA DE OBRAS
PÚBLICAS
Ing. Cesar Palomino G.

ENCARGADO:
Ing. Marxtha Salinas C.
C.I.P. N° 69718

PLANO:
"PARQUE FRANCISCO GARCÍA
CALDERÓN" DIAGRAMAS Y
DETALLES
Esc: 1/25

FECHA:
Mayo - 2019

IE-02

PARQUE CARLOS ALZAMORA DIAGRAMAS Y DETALLES

ESQUEMA DE DISTRIBUCION TABLERO DE DISTRIBUCION TG (40 POLOS) (TIPO EMPOTRADO 3ø; 10KA; 220V; 60 c/s)


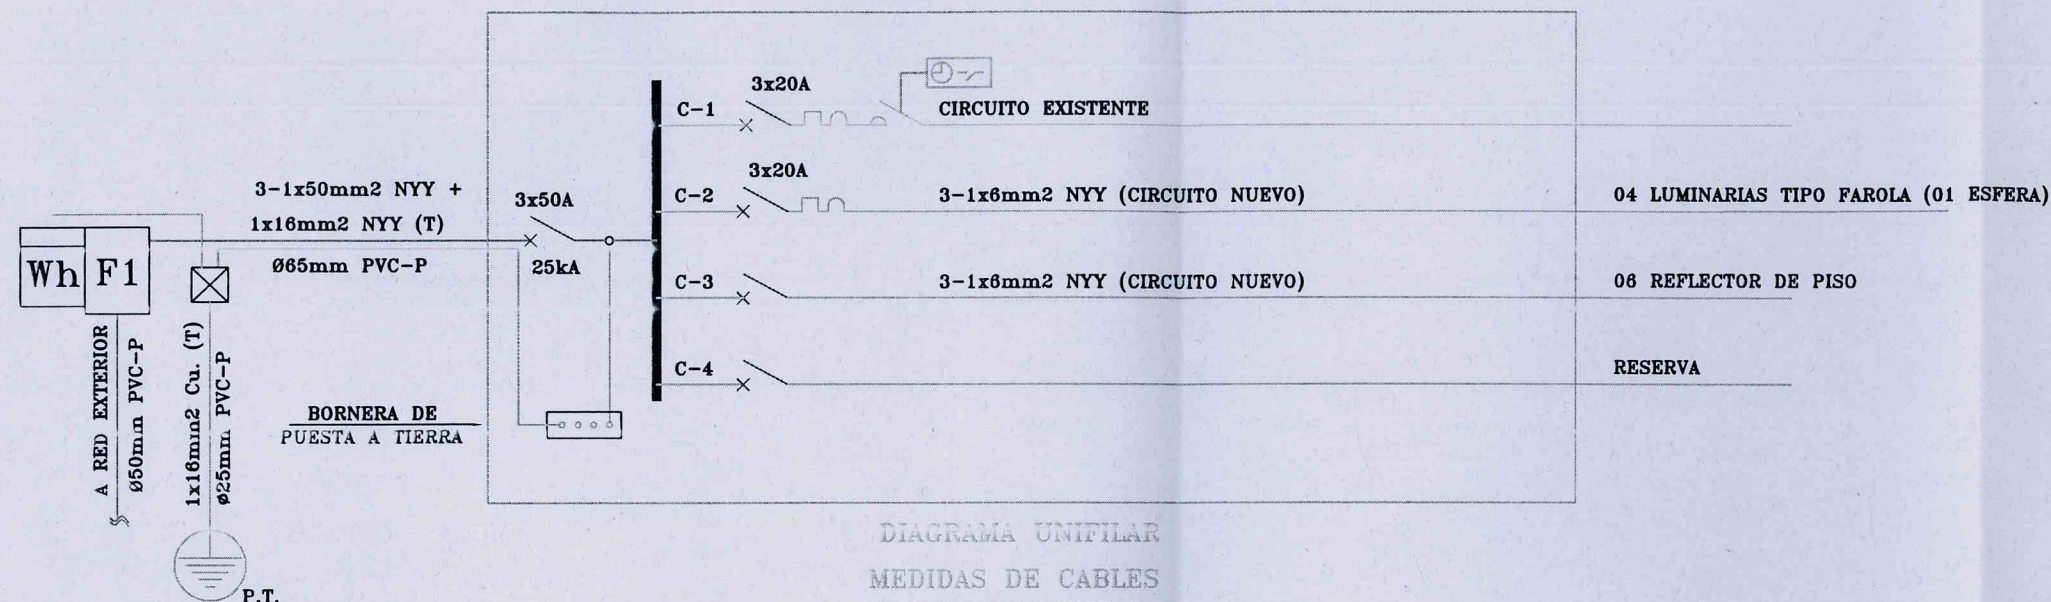



DIAGRAMA UNIFILAR MEDIDAS DE CABLES

- (1) 2-1x6mm2. NYY
- (2) 3-1x10mm2. NYY
- (3) 1x16mm2. Cu.


DETALLE TÍPICO DE POZO DE TIERRA ESC:1/25

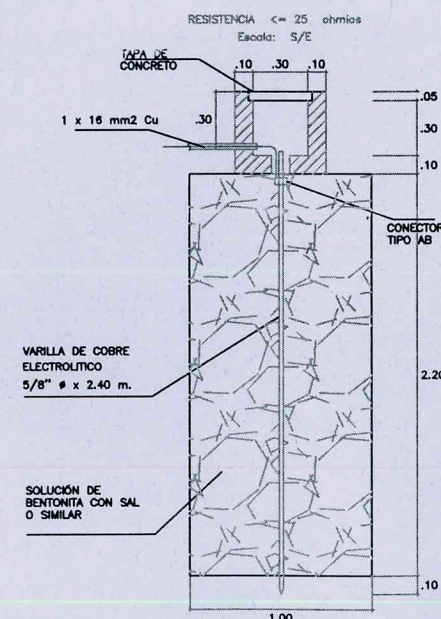

DETALLE TÍPICO DE INSTALACIÓN DE CABLE NYY ENTERRADO

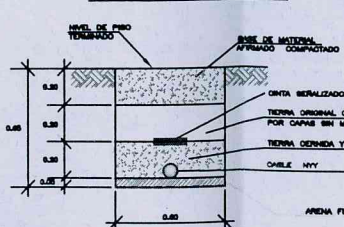

DETALLE TÍPICO DE INSTALACIÓN DE DUCTO DE CONCRETO ENTERRADO

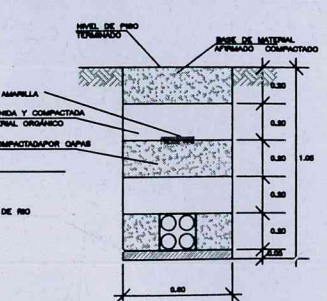

MARXTHA ROCIO SALINAS CARRANZA
INGENIERA CIVIL
Reg. CIP N° 69718



UBICACIÓN:
SECTORES:
13D



PROYECTO:
MEJORAMIENTO DE LOS
PARQUES FERNANDO LÓPEZ
DE CASTILLA GARCÍA
CALDERÓN YCARLOS
ALZAMORA - DISTRITO DE
MIRAFLORES - PROVINCIA DE
LIMA - DEPARTAMENTO DE
LIMA.

ALCALDE DE MIRAFLORES
Dr. Luis Molina Arles

GERENCIA MUNICIPAL
Oscar Lozan Luyo

GERENCIA DE OBRAS Y
SERVICIOS PÚBLICOS
Arq. Antonio Monsalve A.

SUBGERENCIA DE OBRAS
PÚBLICAS
Ing. Cesar Palomino G.

ENCARGADO:
Ing. Marxtha Salinas C.
C.I.P. N° 69718

PLANO:
"PARQUE CARLOS ALZAMORA"
INSTALACIONES ELECTRICAS
Esc: INDICADA

FECHA:
Mayo - 2019



IE-02